



PROJET DE RÉAMÉNAGEMENT D'UN ANCIEN CINÉMA EN SALLE DE SPECTACLES

Maître d'Ouvrage : Société L'IDÉAL représenté par M. MIQUEL Antoine
Adresse du projet : 11 rue Paul Bert 11200 Lézignan-Corbières



Informations parcelles :


- Parcelle 000 AH 382 : 416m²
- Parcelle 000 AH 383 : 191m²

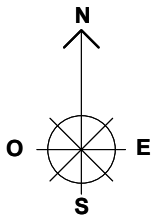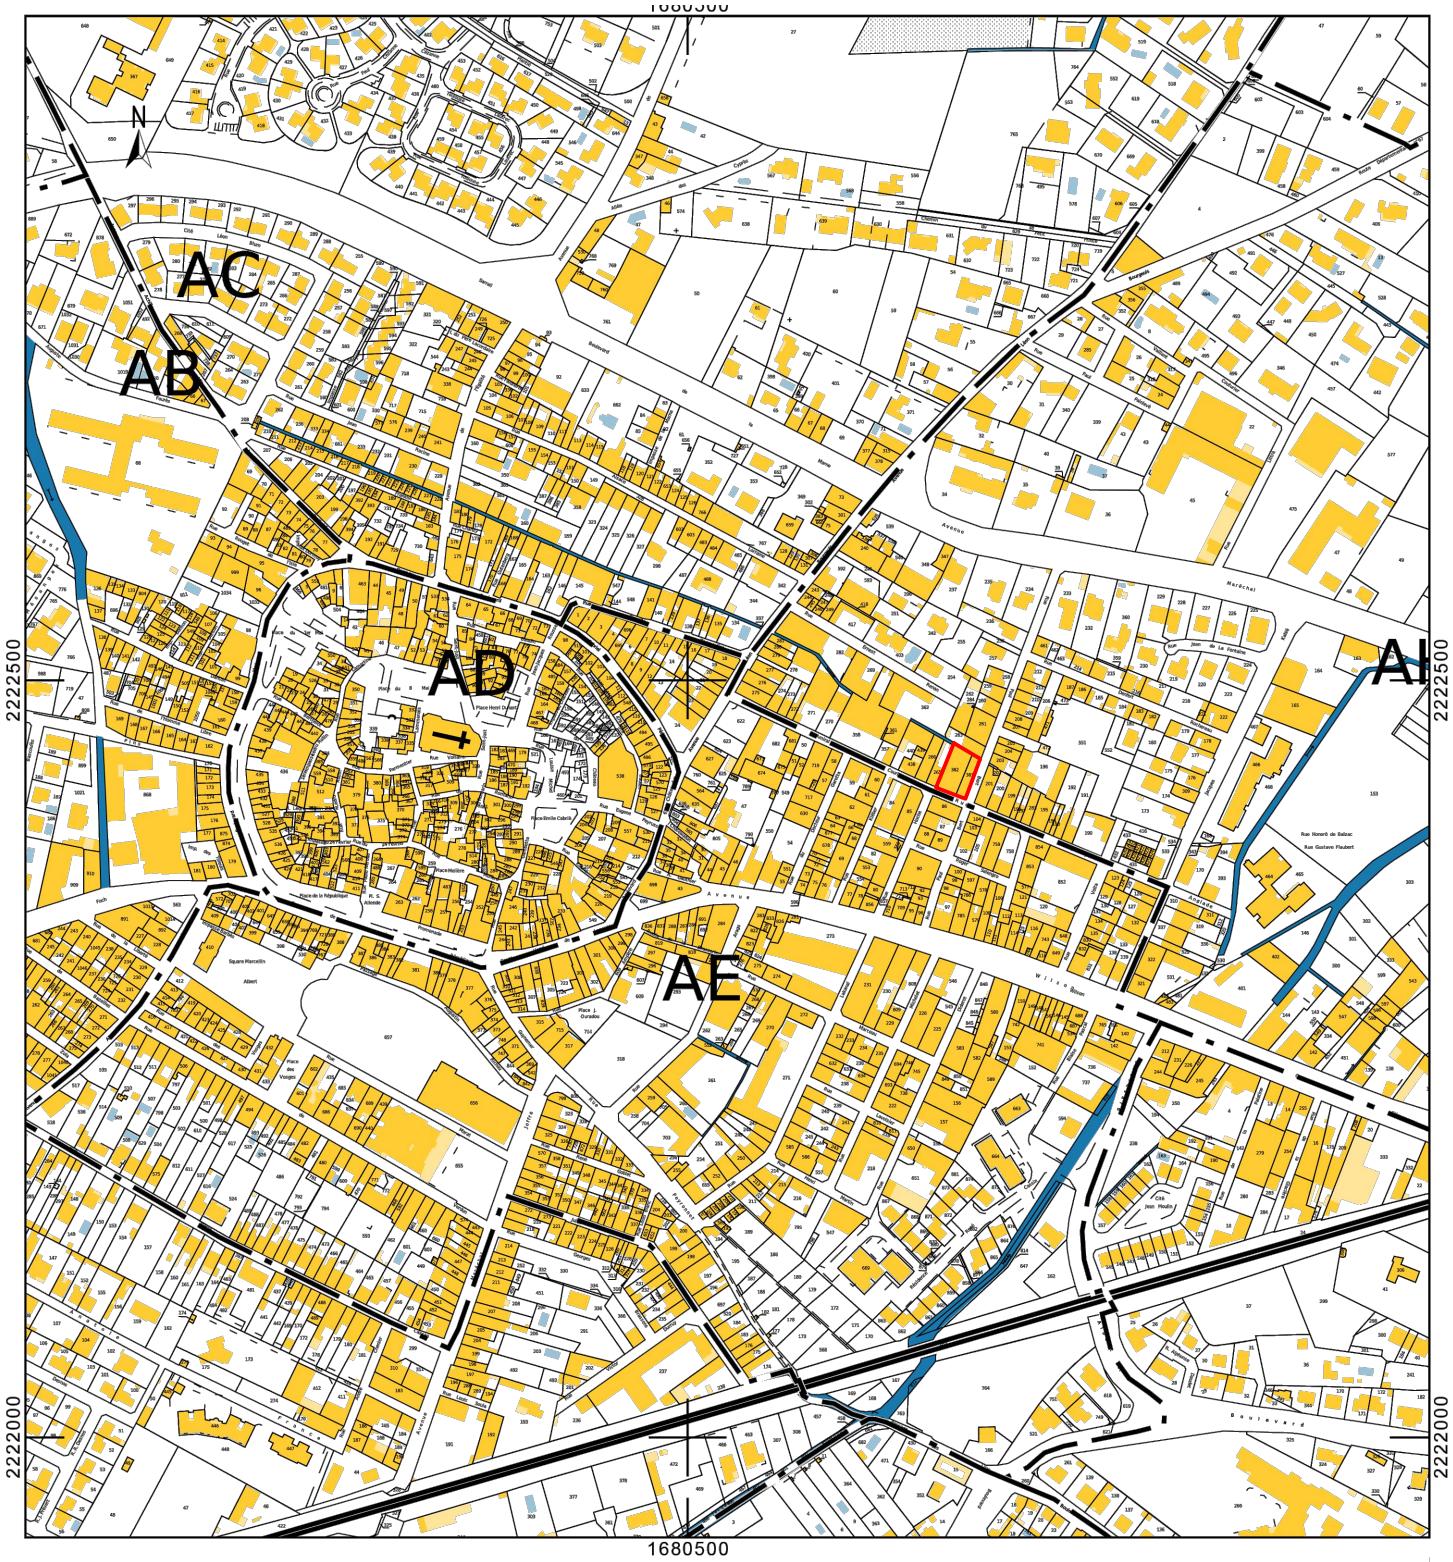

PC 40 - Pièce N° 4 - PLAN DE SITUATION

PROJET DE RÉAMÉNAGEMENT D'UN ANCIEN CINÉMA EN SALLE DE SPECTACLES

Maître d'Ouvrage : Société L'IDÉAL représenté par M. MIQUEL Antoine
Adresse du projet : 11 rue Paul Bert 11200 Lézignan-Corbières

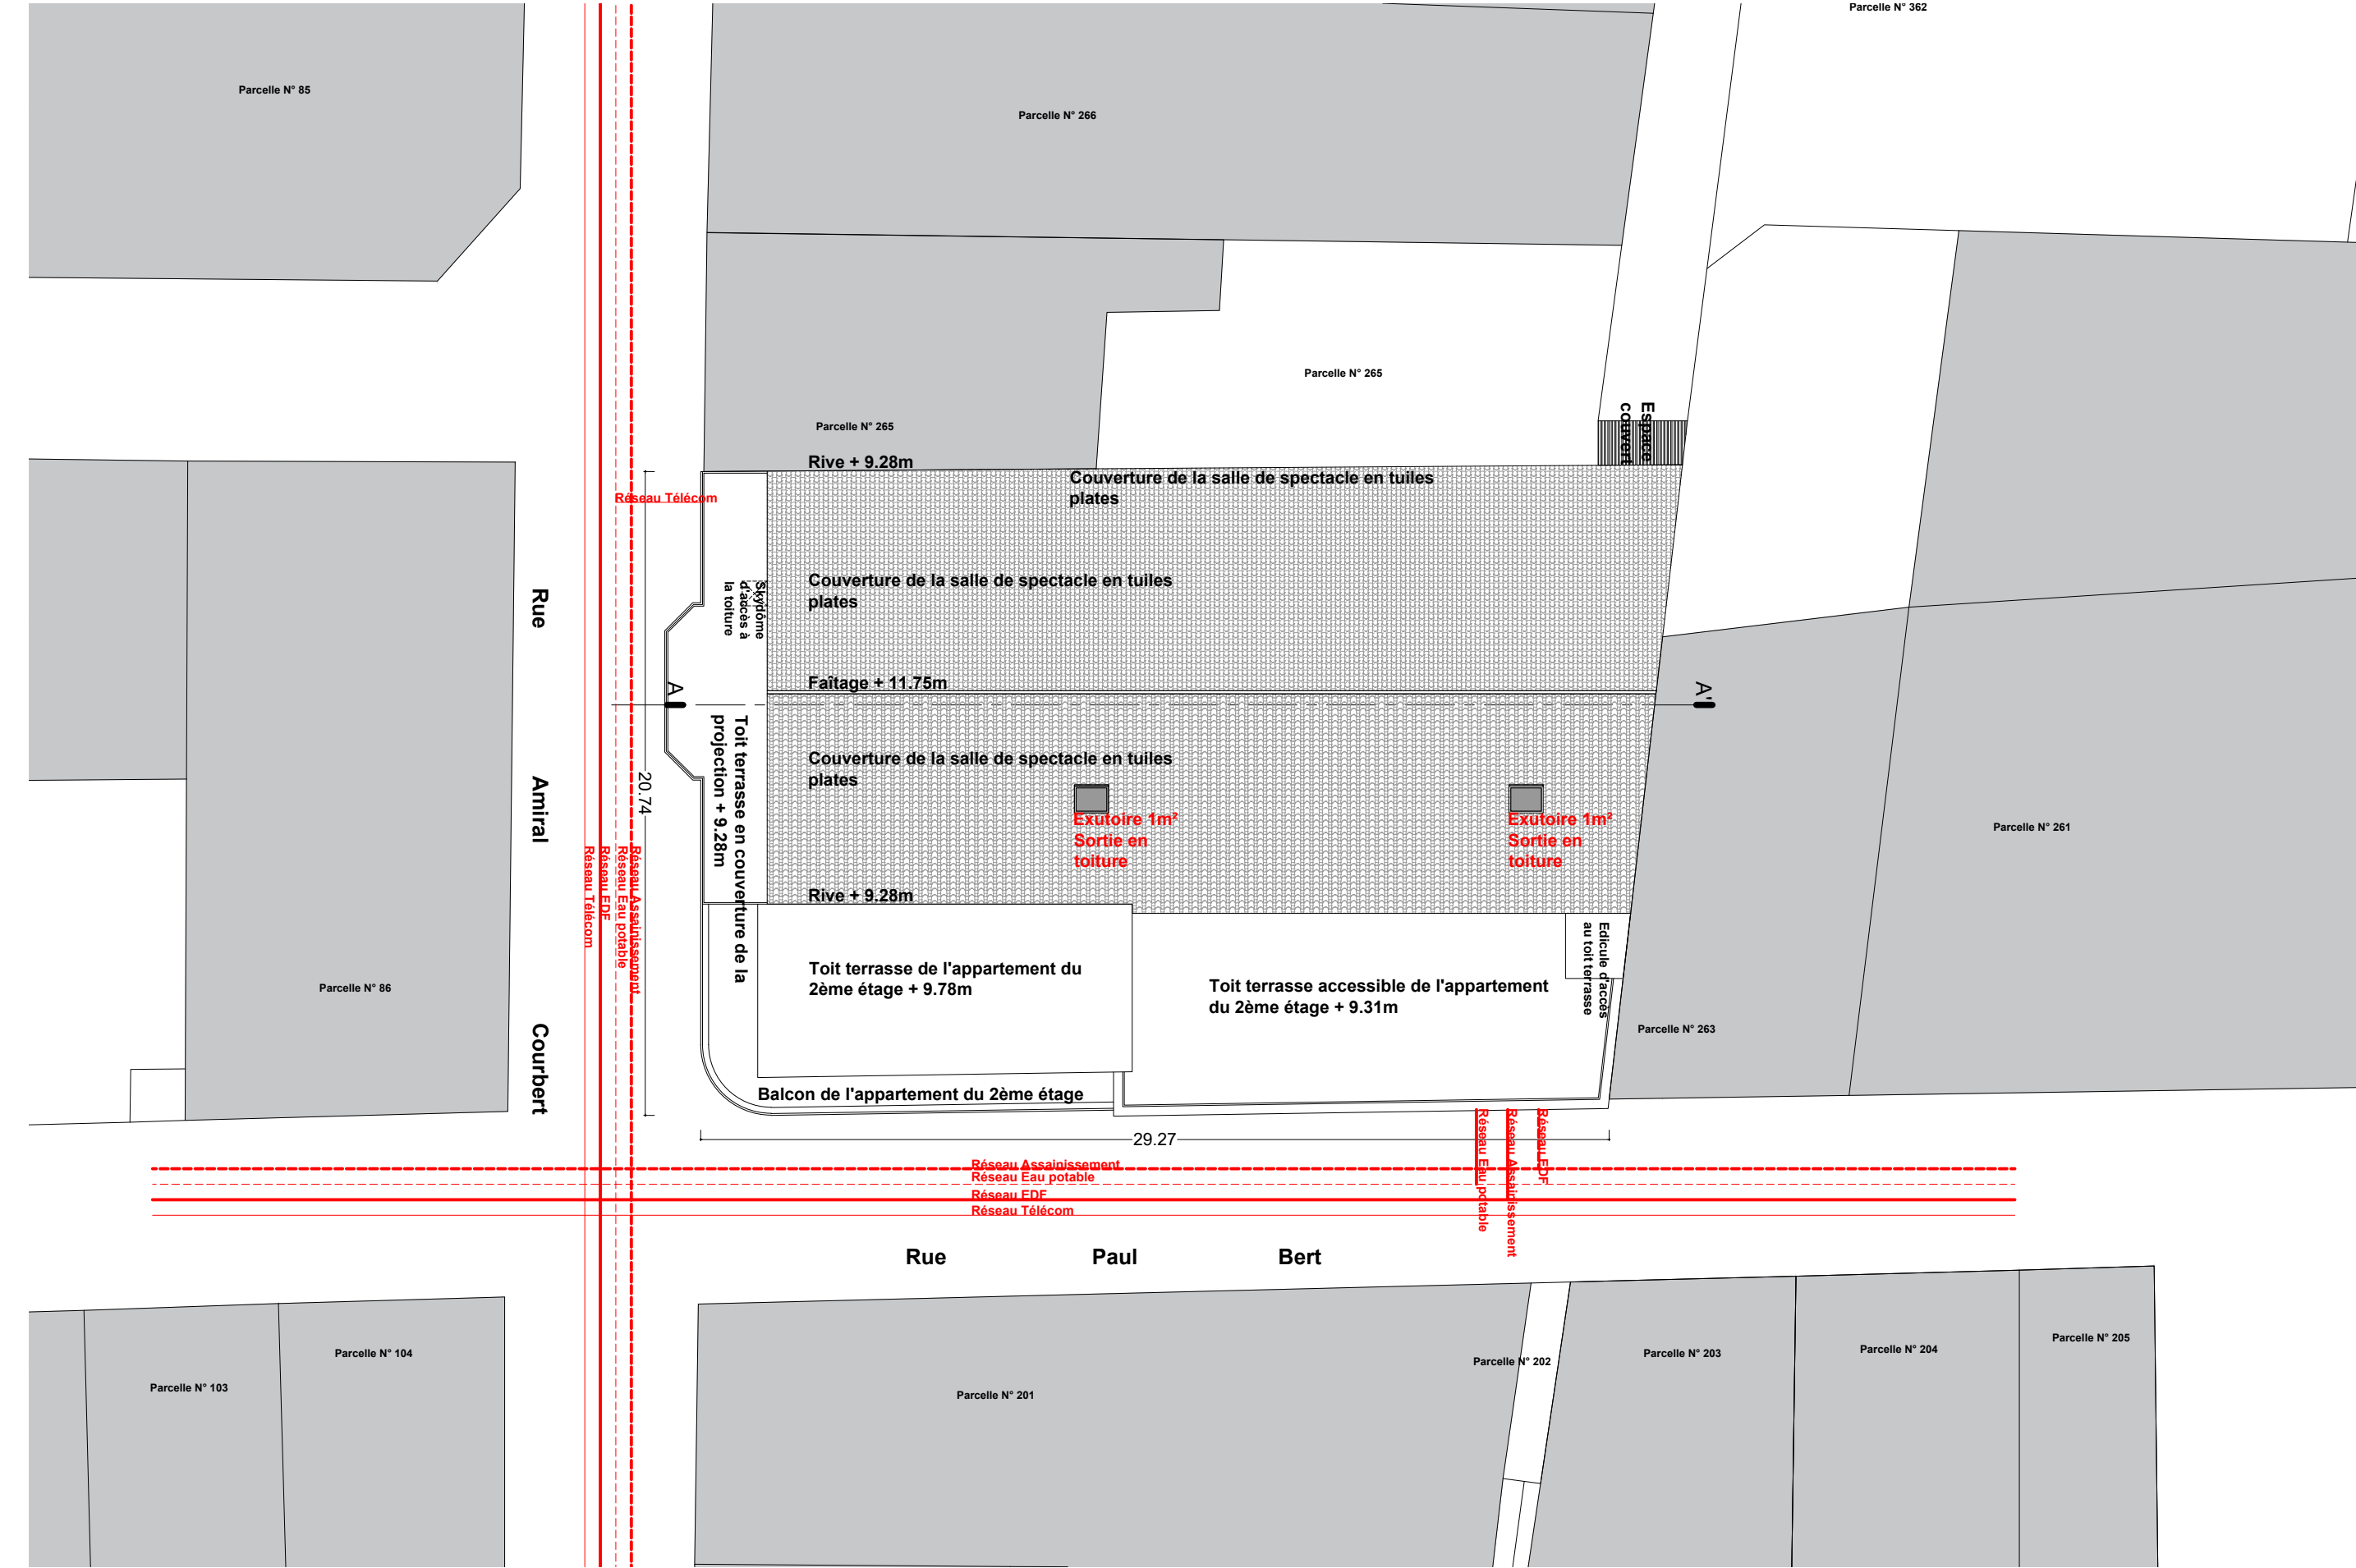

Ces plans sont destinés aux seuls besoins de la présente demande et ne peuvent en aucun cas être utilisés pour la réalisation de l'ouvrage.

PC 40 - Pièce N° 4 - PLAN MASSE / PROJET
échelle 1/200e


Phase : DPC Demande de Permis de Construire
Dossier destiné à la vérification de la conformité aux règles de sécurité incendie

M R A r c h i t e c t e Michel Rueda architecte DPLG 06 49 28 79 70 contact@marchitecte.com 11 chemin de Luc 11200 Cruscades

PC40
Page 03

PROJET DE RÉAMÉNAGEMENT D'UN ANCIEN CINÉMA EN SALLE DE SPECTACLES

Maître d'Ouvrage : Société L'IDÉAL représenté par M. MIQUEL Antoine
Adresse du projet : 11 rue Paul Bert 11200 Lézignan-Corbières

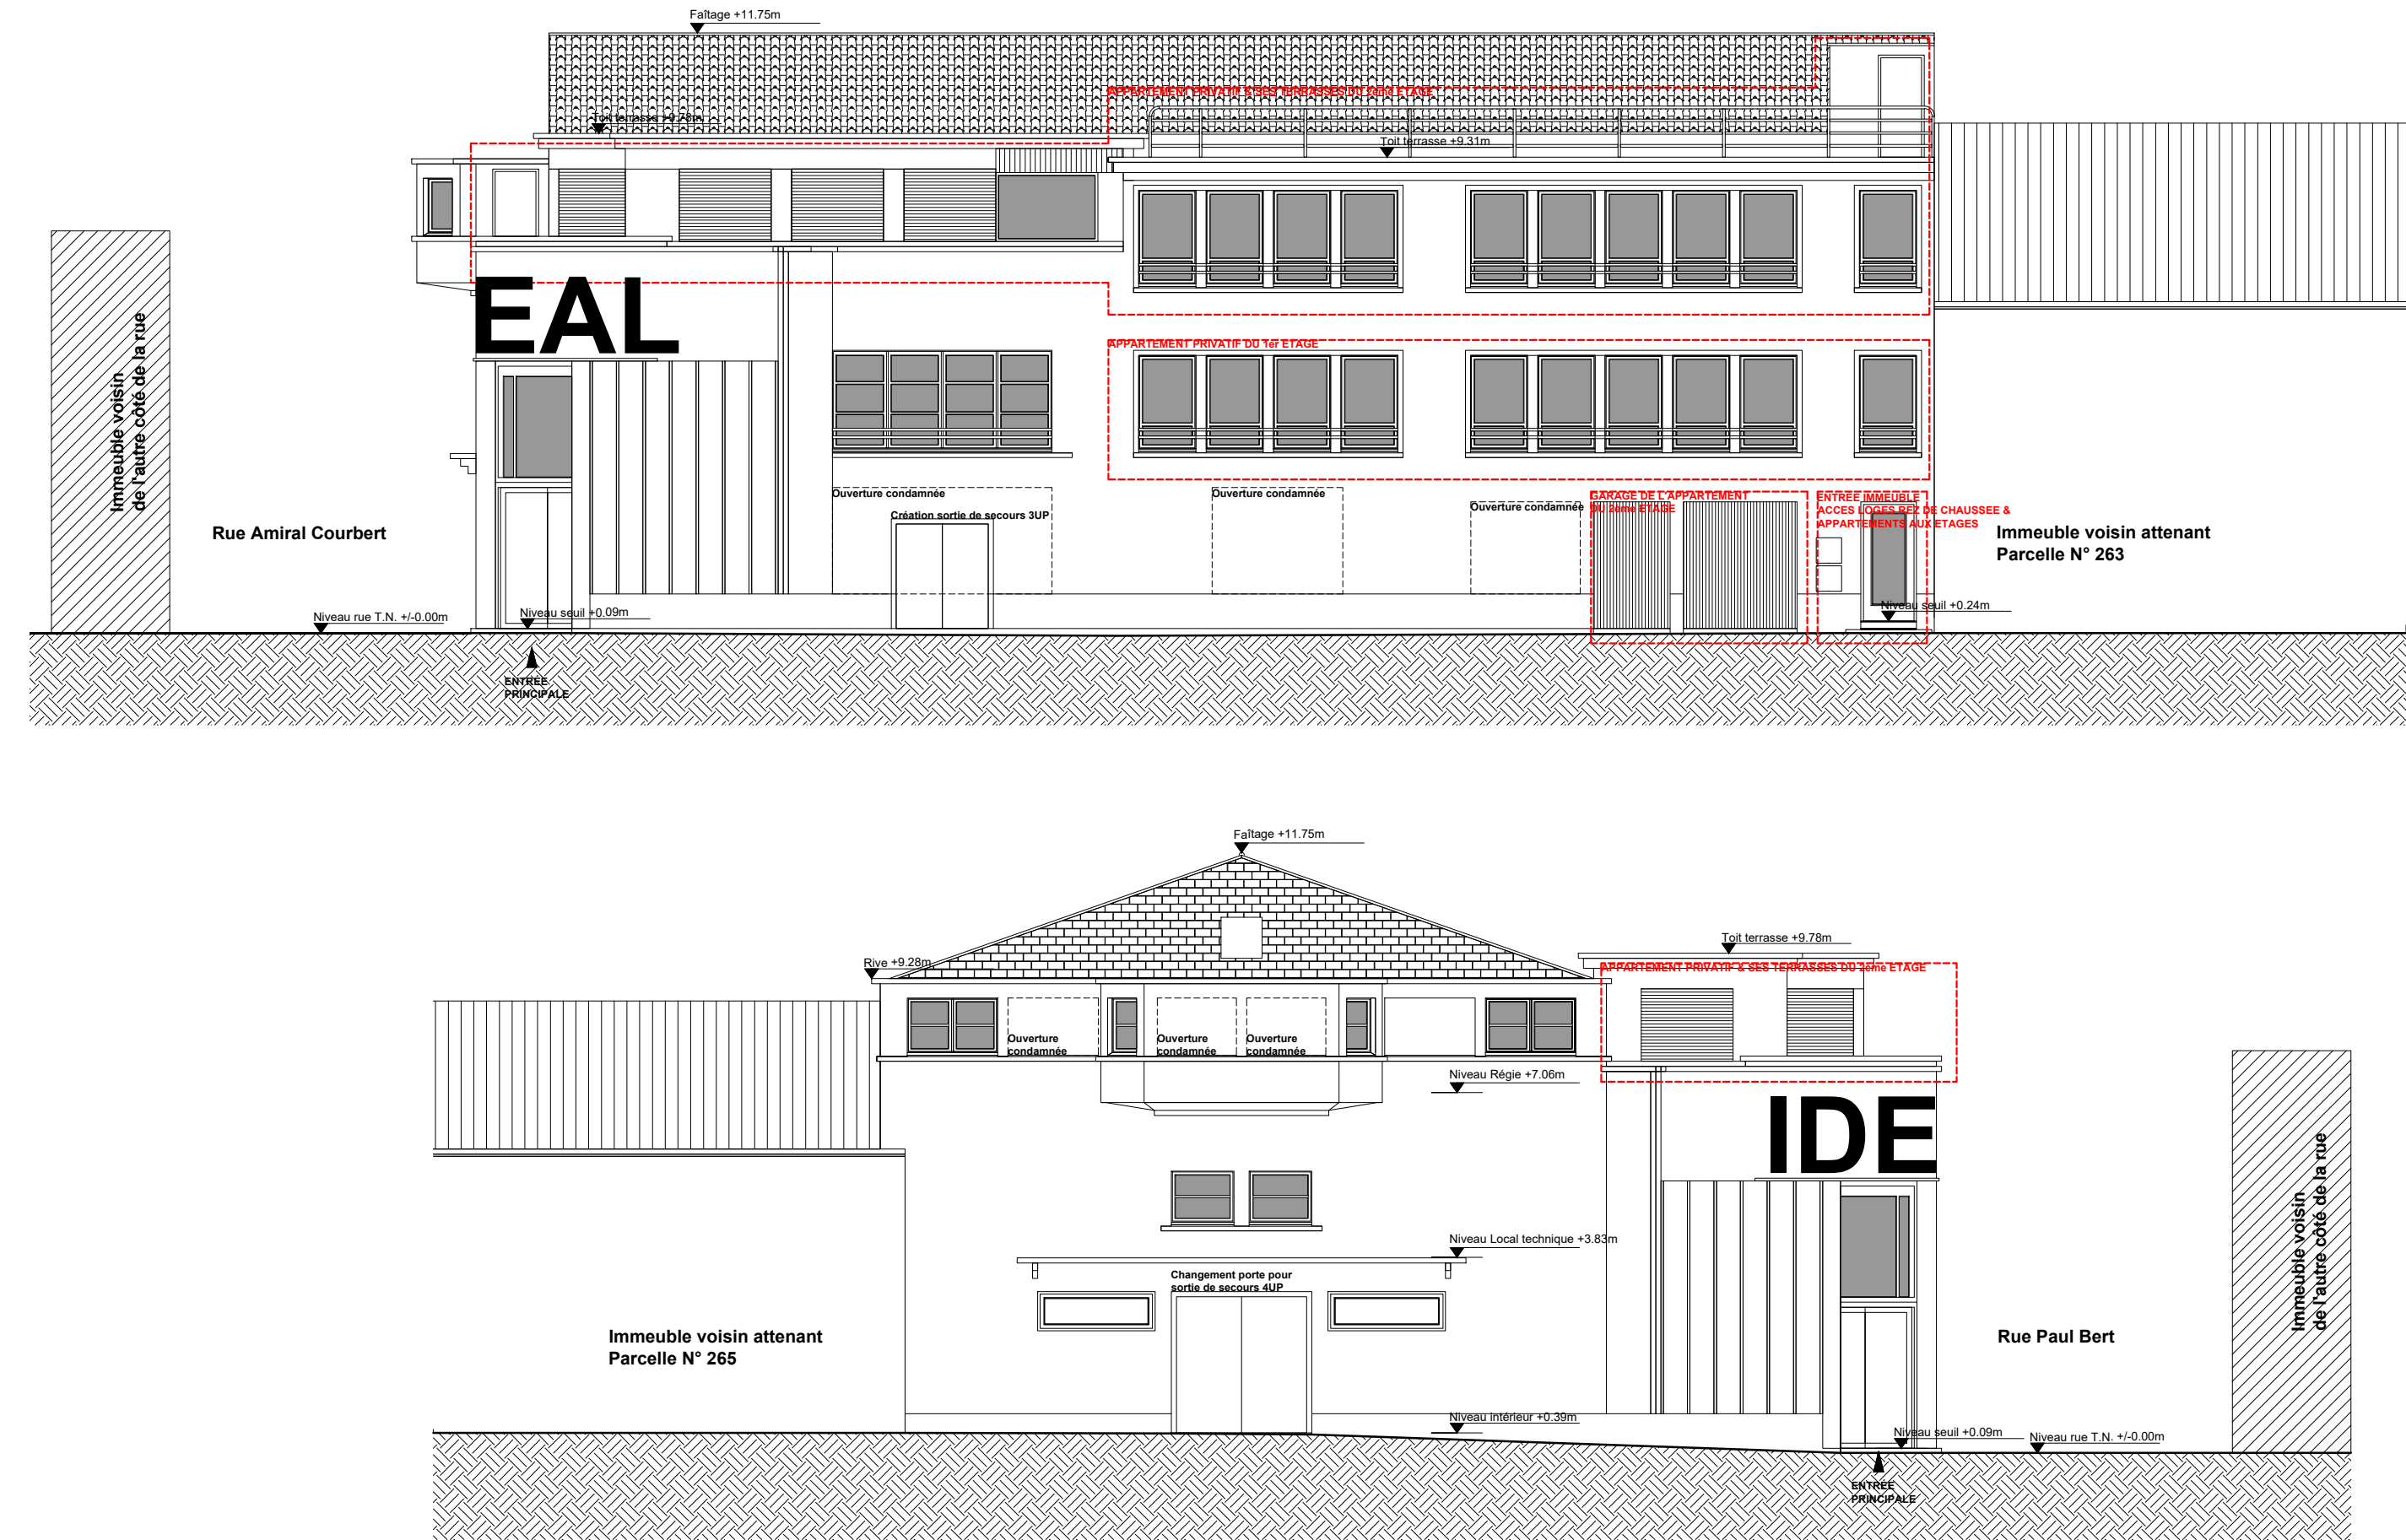


Ces plans sont destinés aux seuls besoins de la présente demande et ne peuvent en aucun cas être utilisés pour la réalisation de l'ouvrage.


PROJET DE RÉAMÉNAGEMENT D'UN ANCIEN CINÉMA EN SALLE DE SPECTACLES

Maître d'Ouvrage : Société L'IDÉAL représenté par M. MIQUEL Antoine
Adresse du projet : 11 rue Paul Bert 11200 Lézignan-Corbières

COUPE EXISTANT

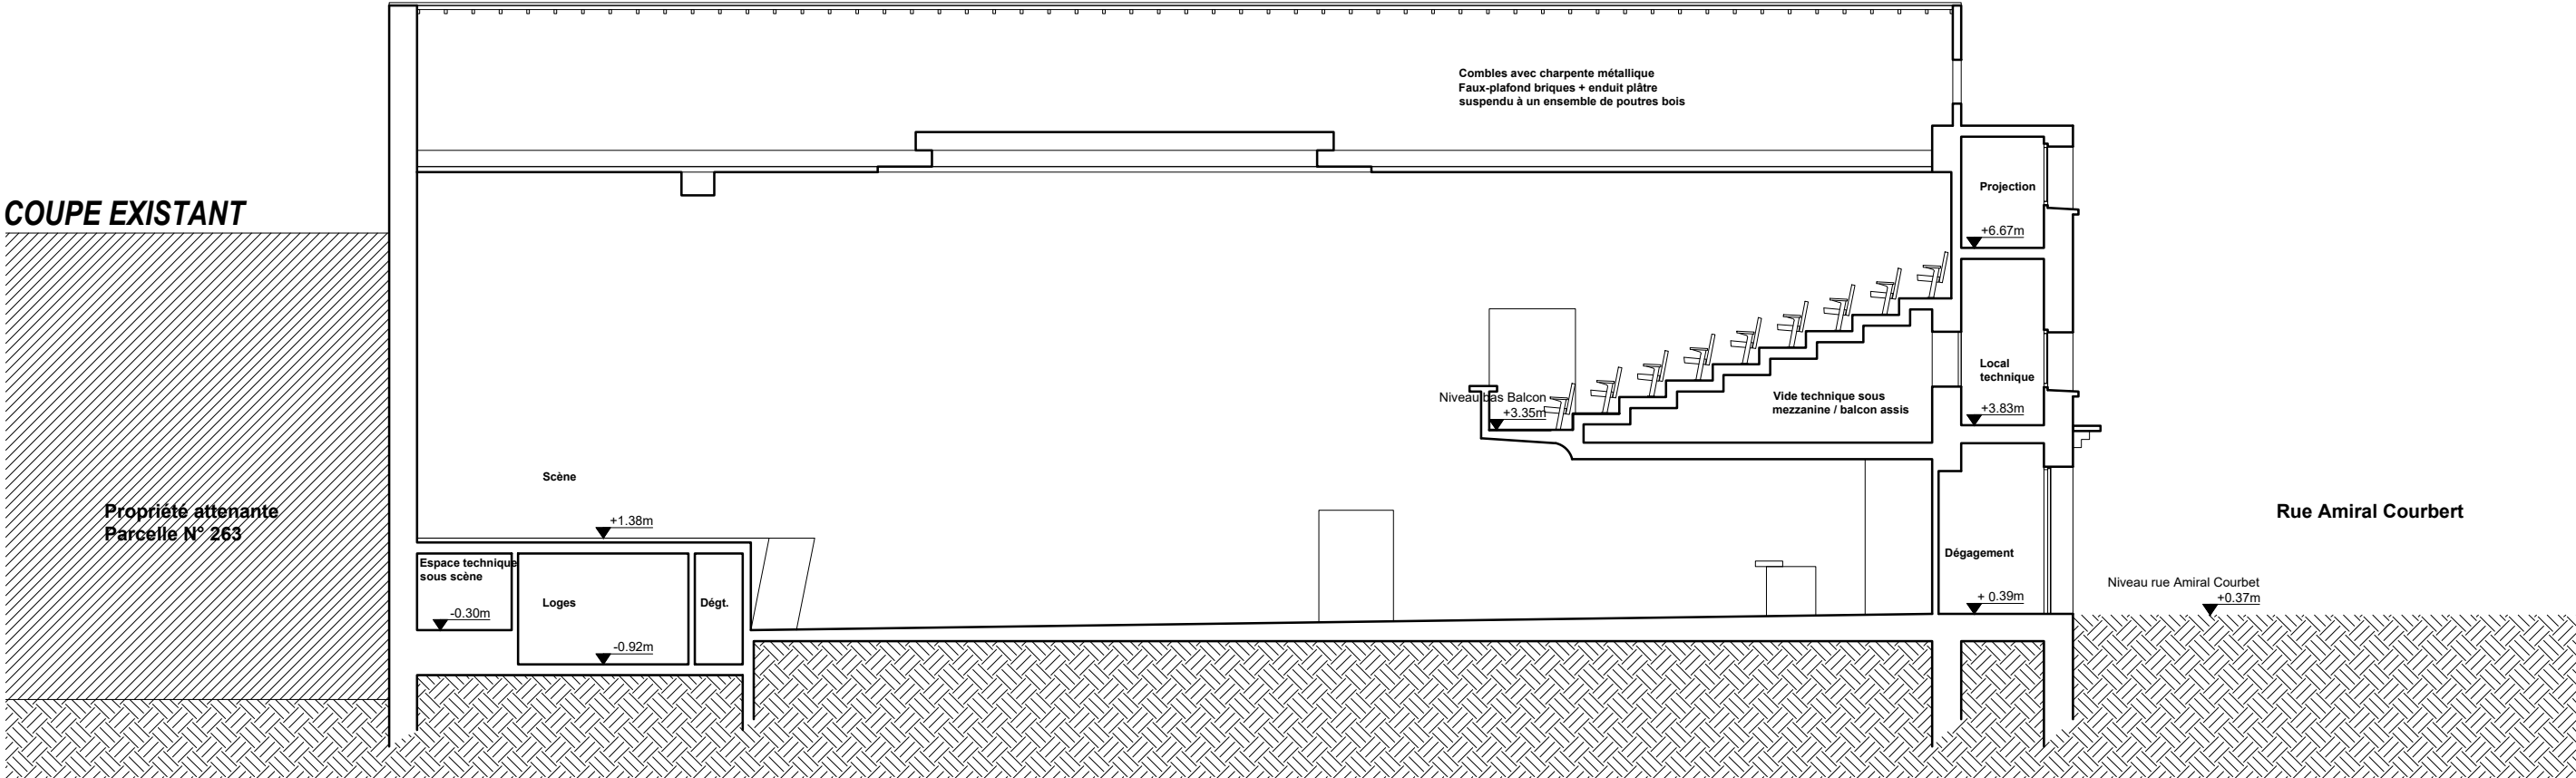


COUPE PROJET

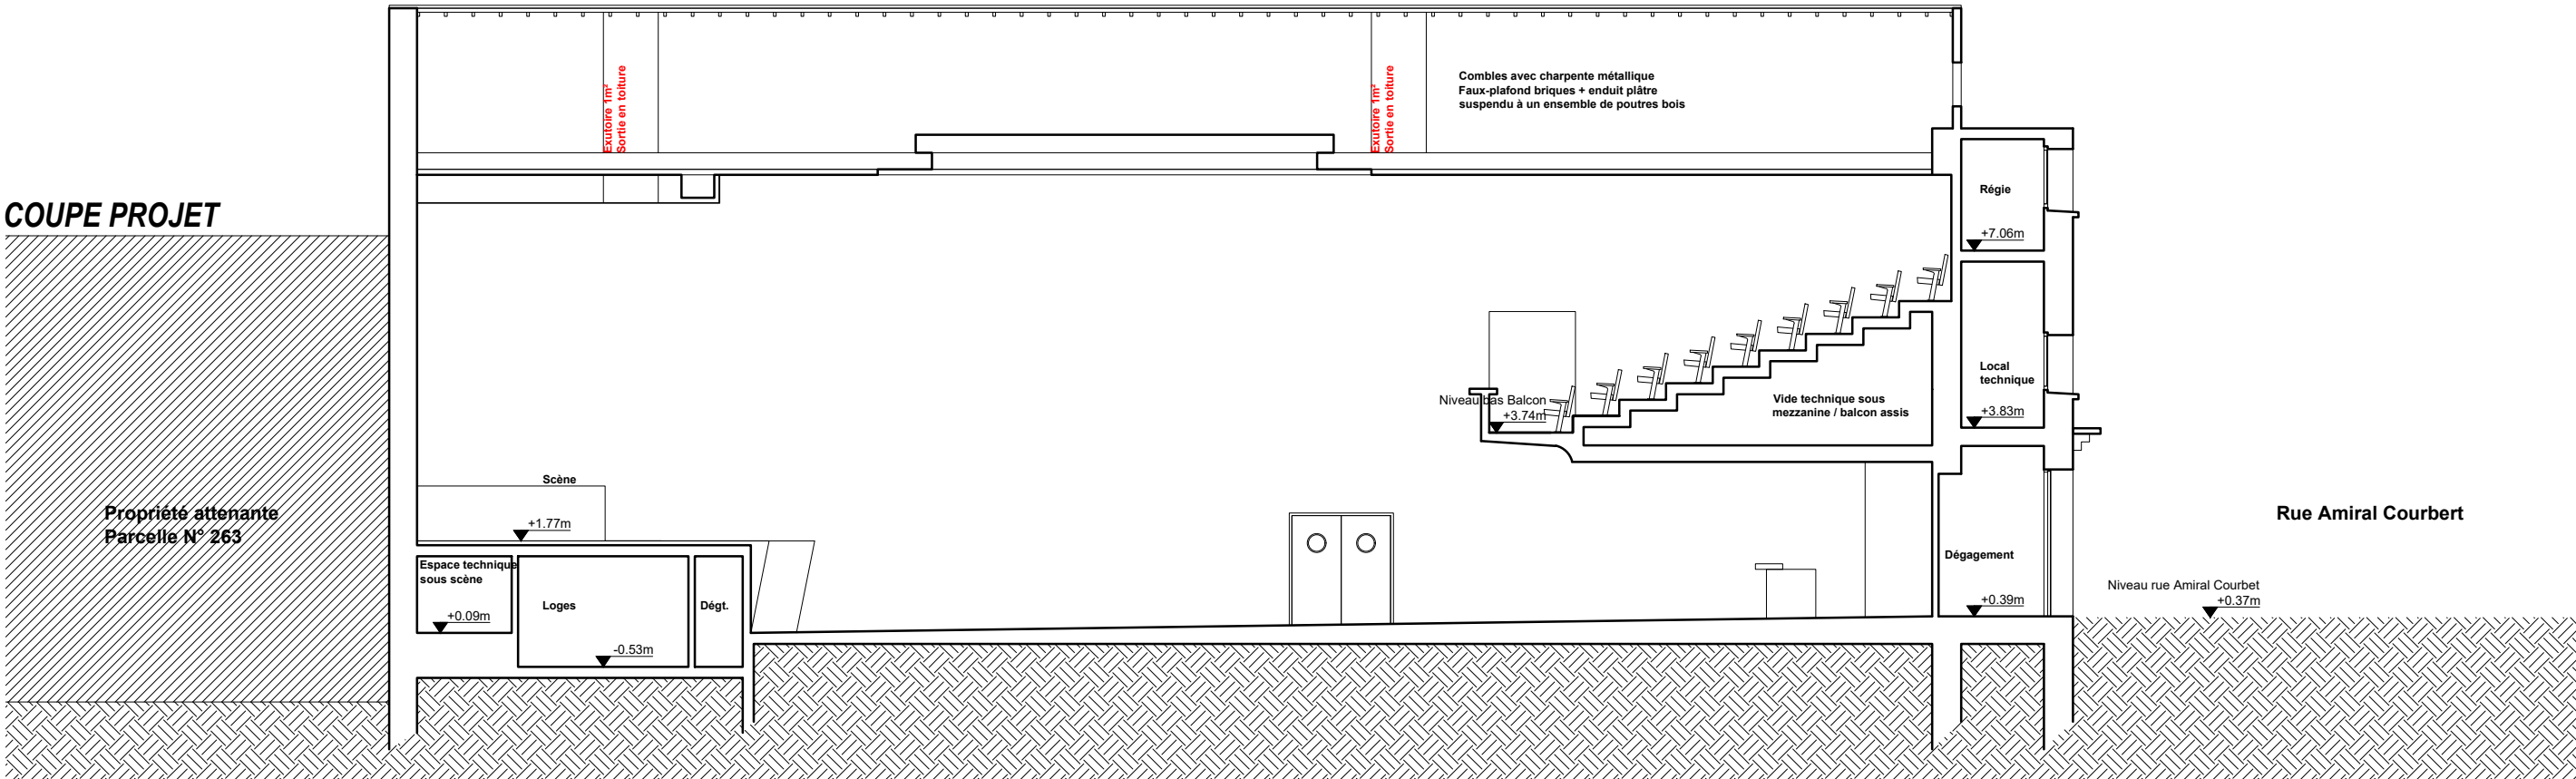

PROJET DE RÉAMÉNAGEMENT D'UN ANCIEN CINÉMA EN SALLE DE SPECTACLES


Maître d'Ouvrage : Société L'IDÉAL représenté par M. MIQUEL Antoine
Adresse du projet : 11 rue

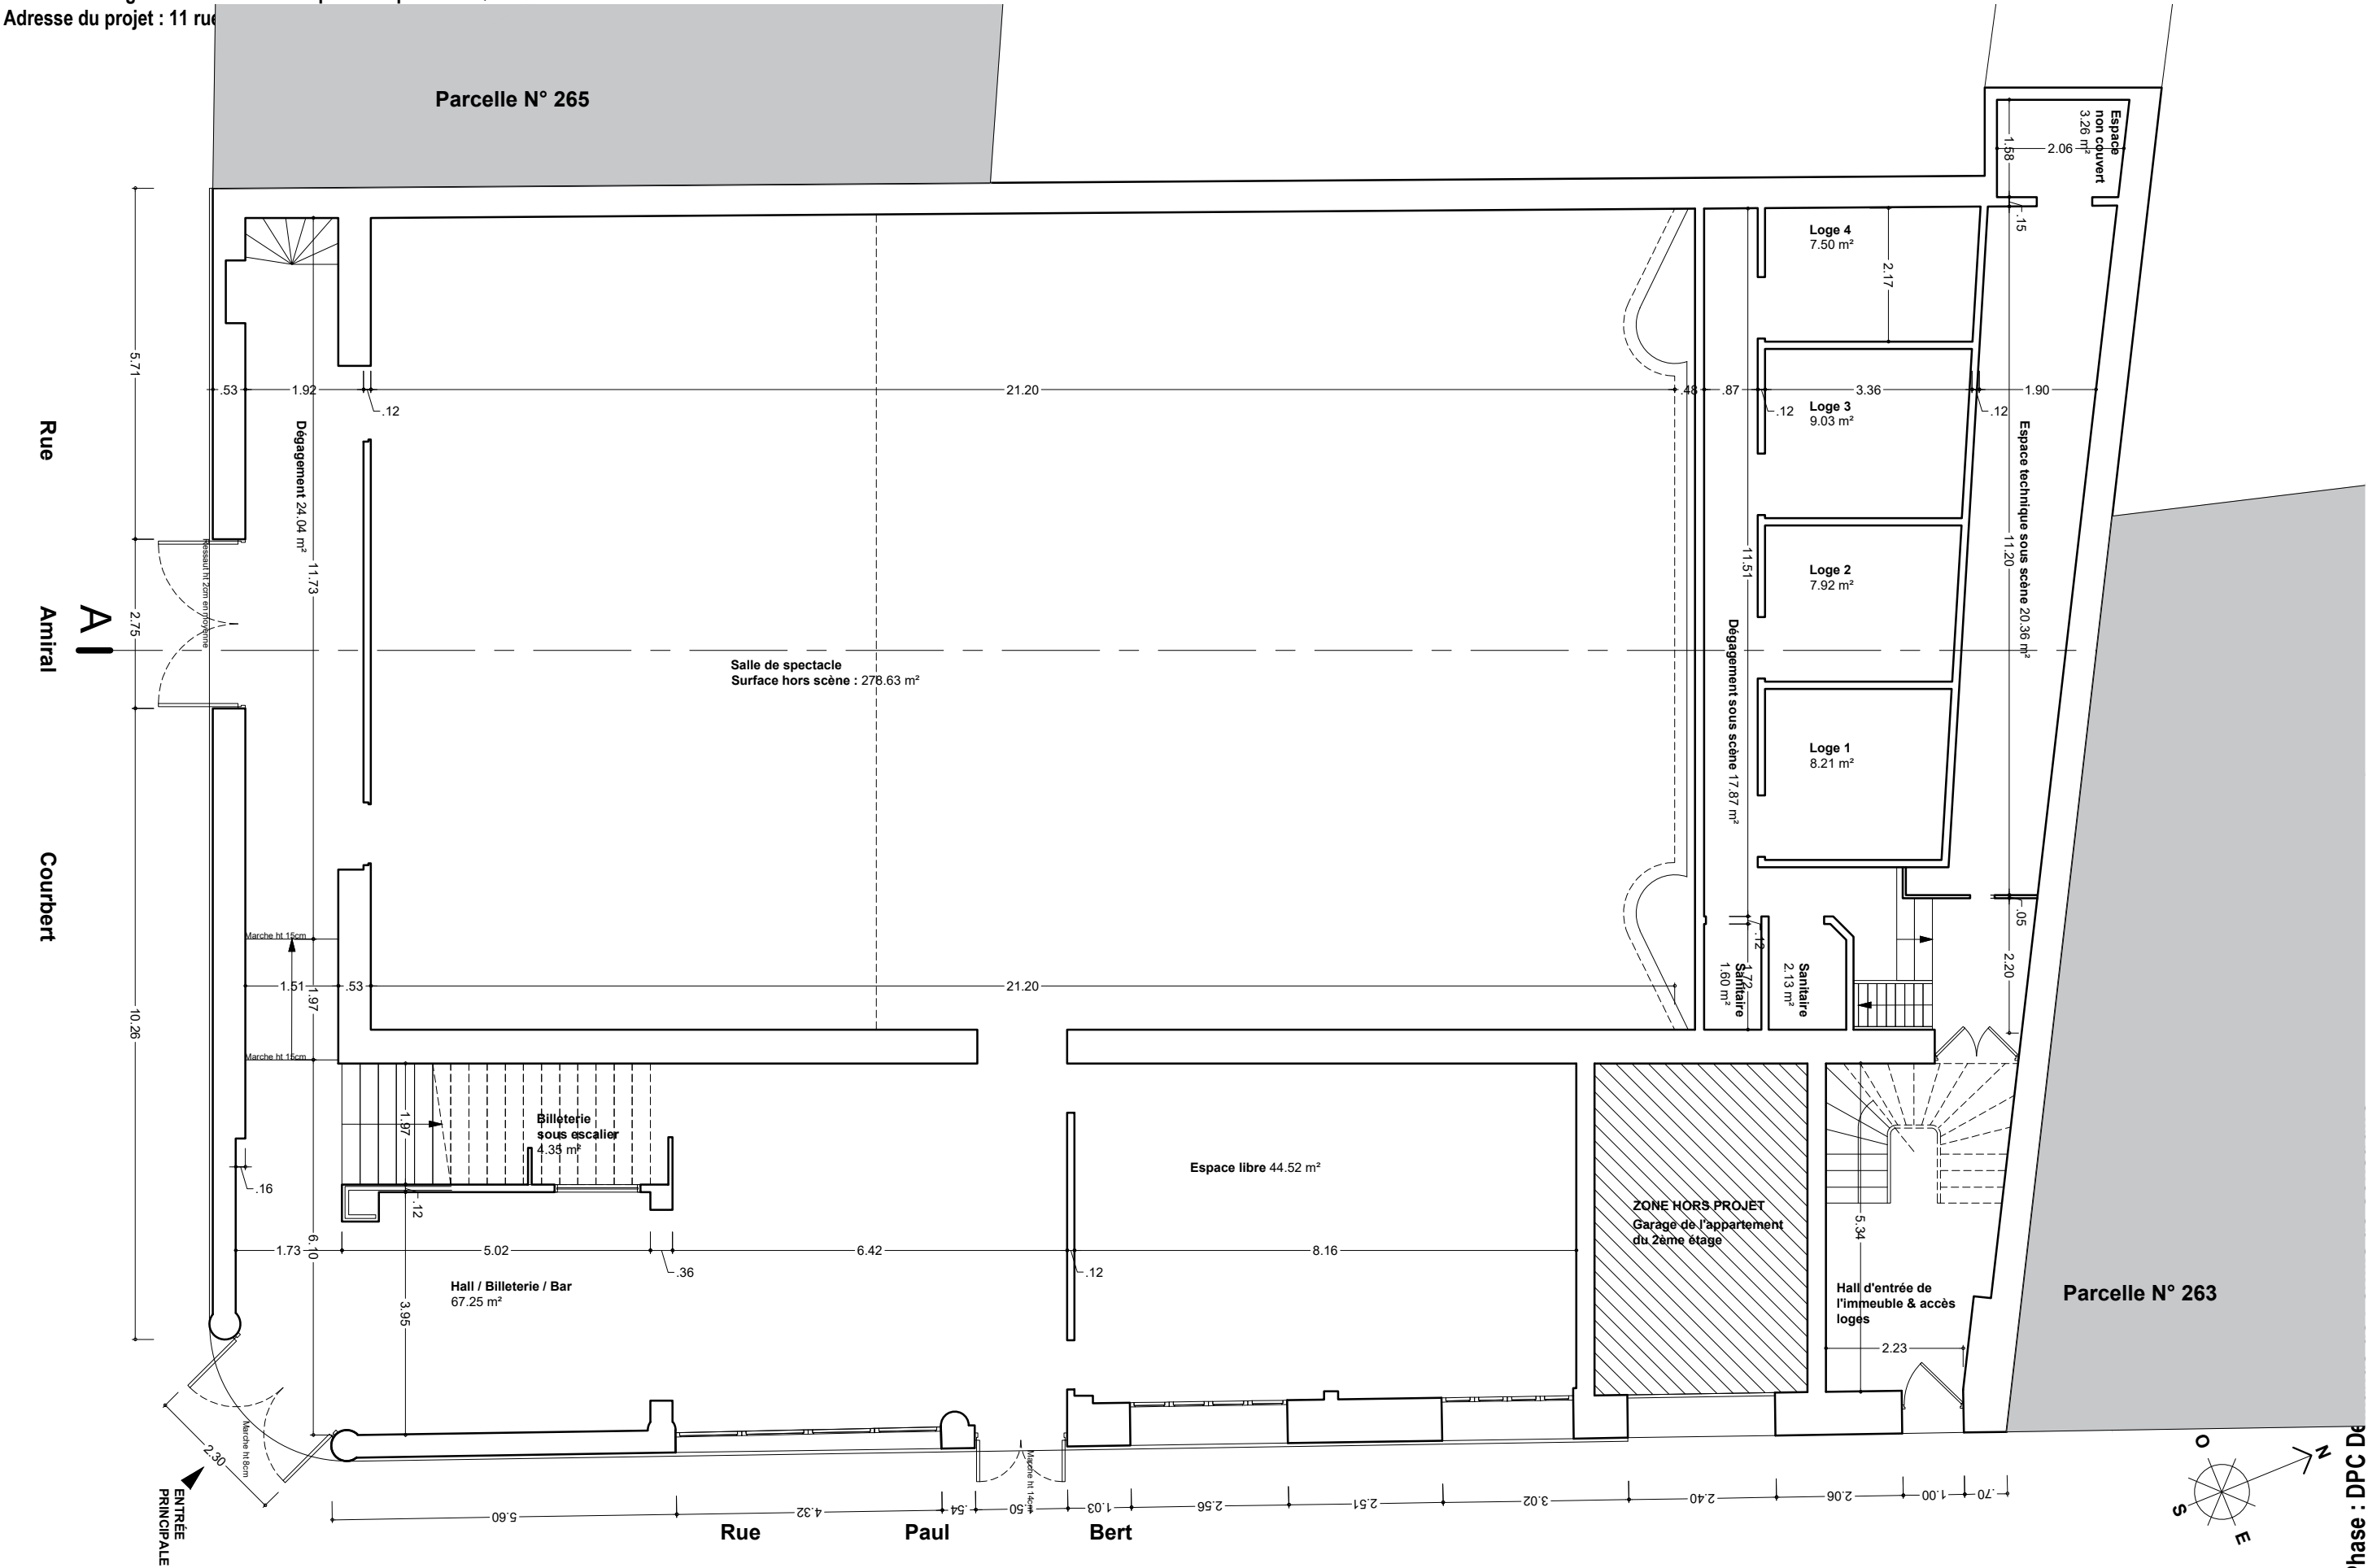

Ces plans sont destinés aux seuls besoins de la présente demande et ne peuvent en aucun cas être utilisés pour la réalisation de l'ouvrage.


PROJET DE RÉAMÉNAGEMENT D'UN ANCIEN CINÉMA EN SALLE DE SPECTACLES

Maître d'Ouvrage : Société L'IDÉAL représenté par M. MIQUEL Antoine
Adresse du projet : 11 rue Paul Bert 11200 Lézignan-Corbières

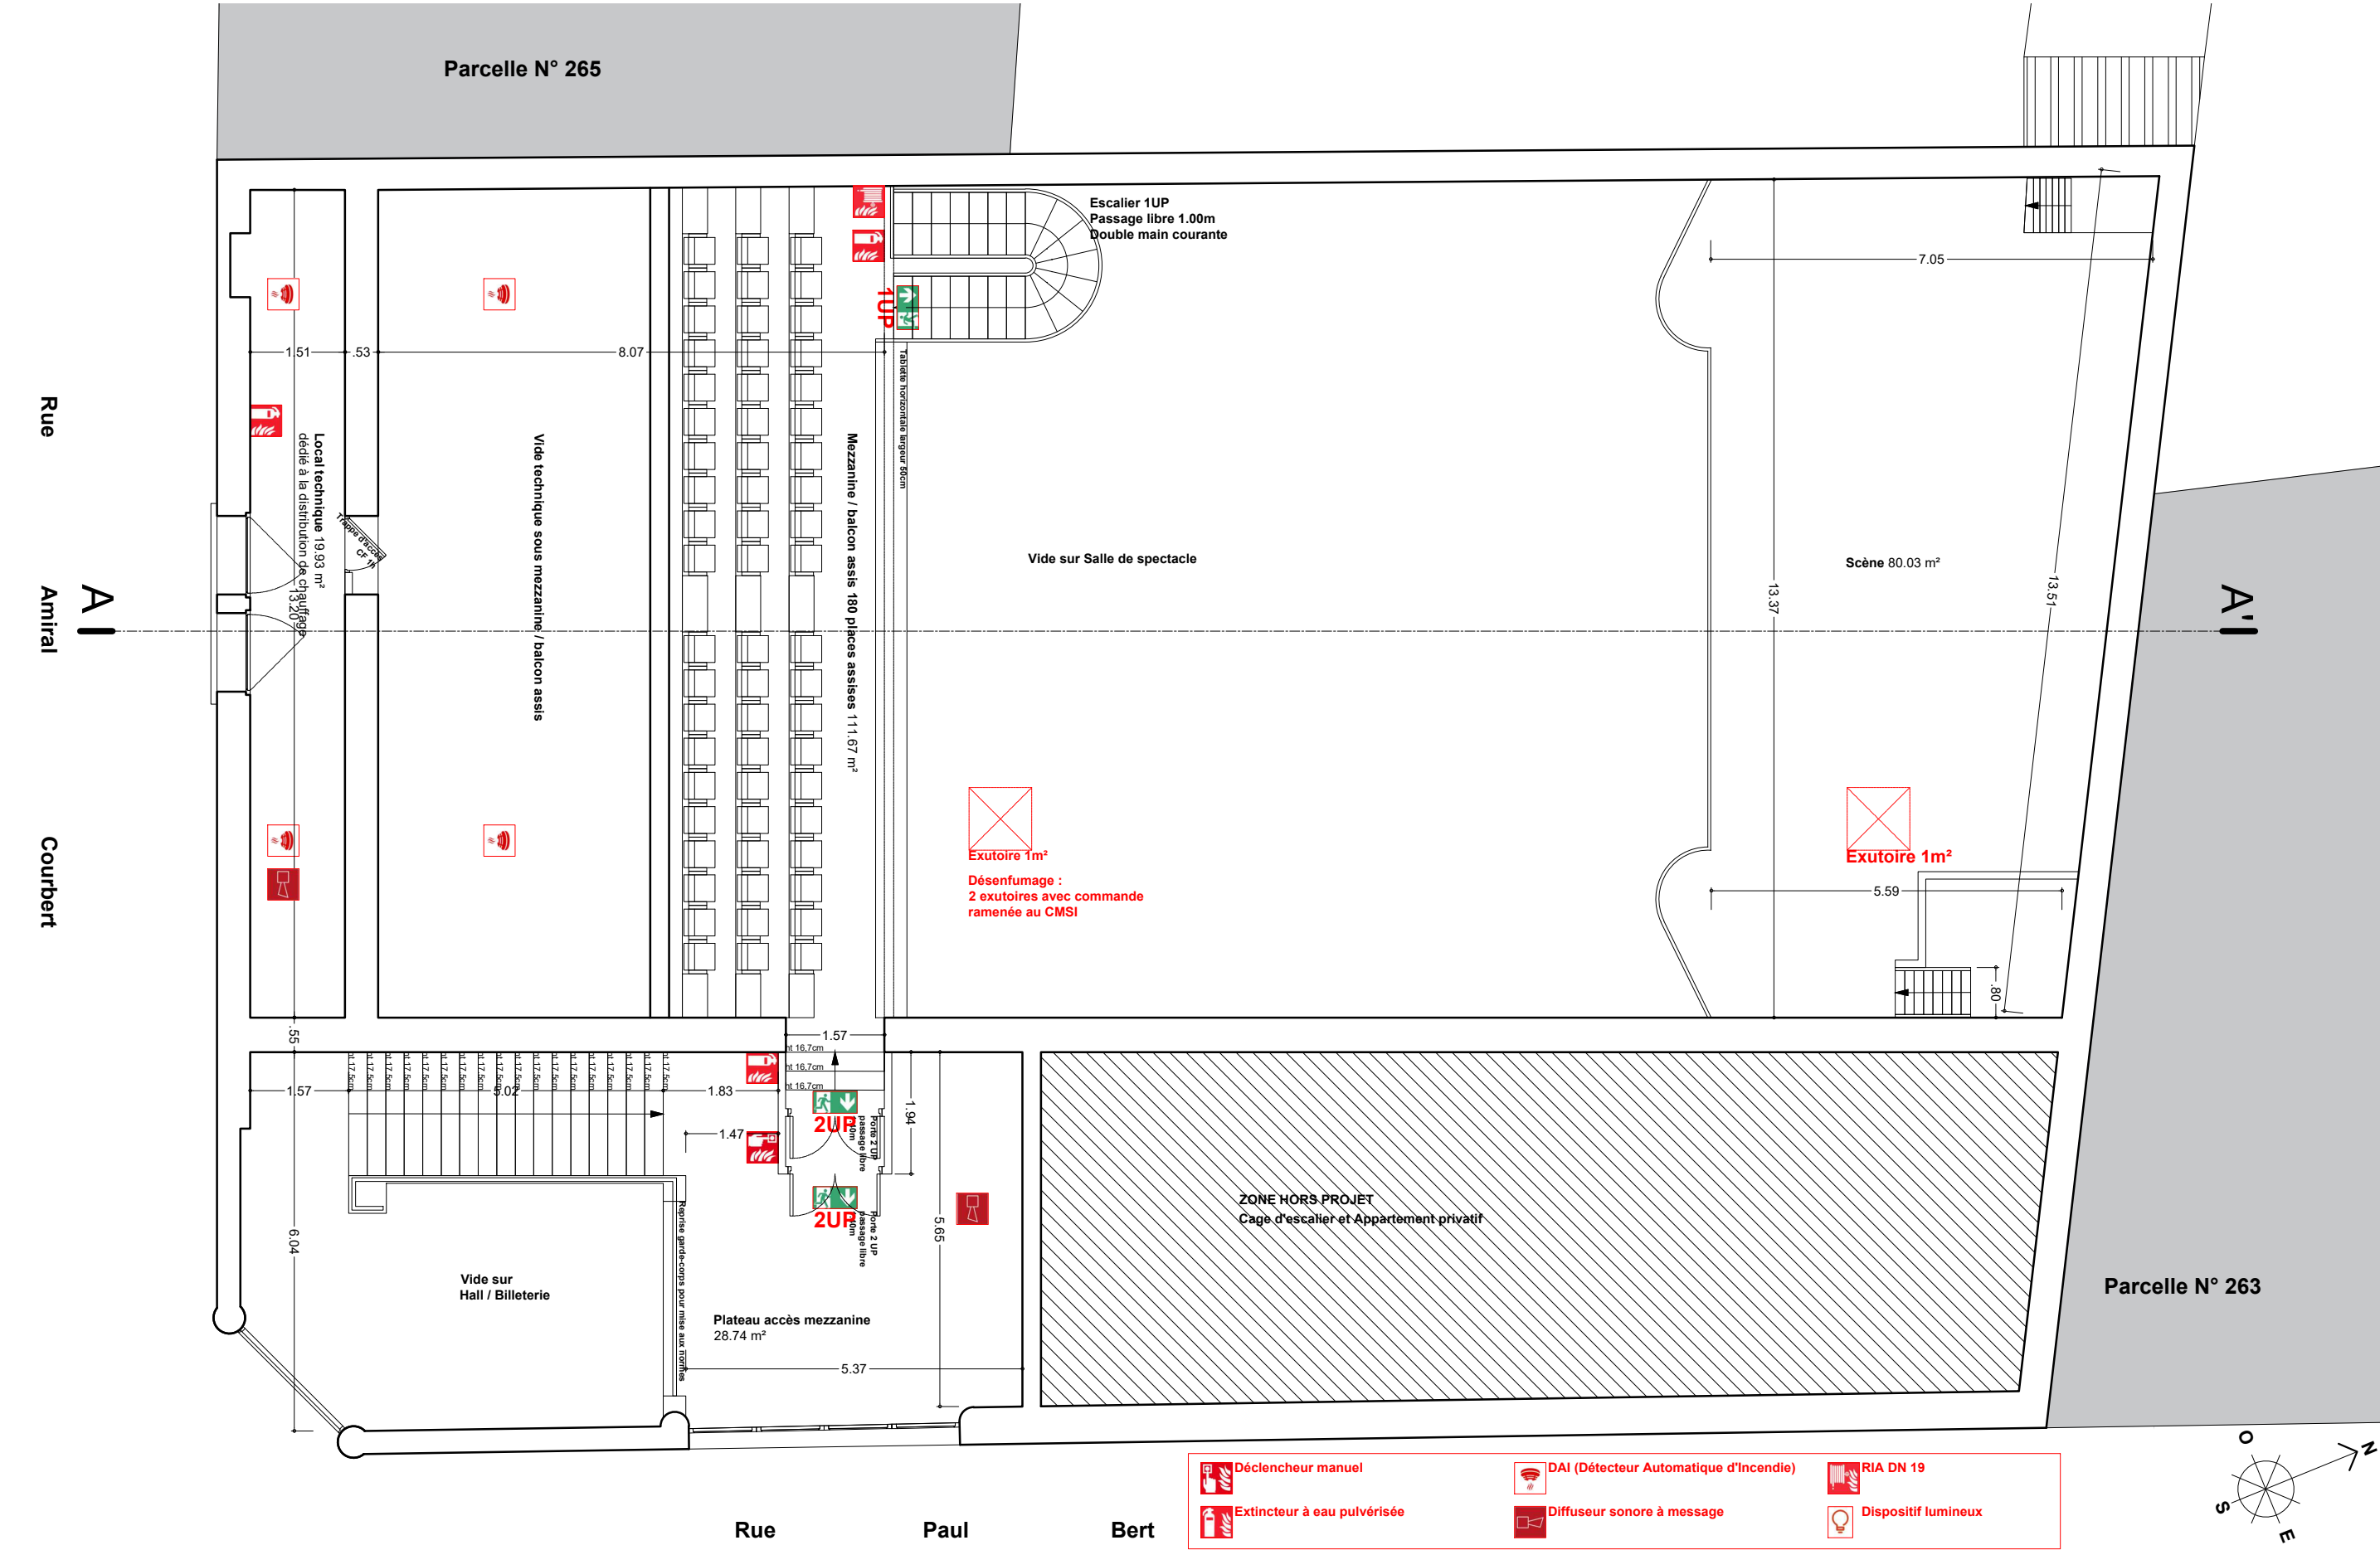

PROJET DE RÉAMÉNAGEMENT D'UN ANCIEN CINÉMA EN SALLE DE SPECTACLES

Maître d'Ouvrage : Société L'IDÉAL représenté par M. MIQUEL Antoine
Adresse du projet : 11 rue

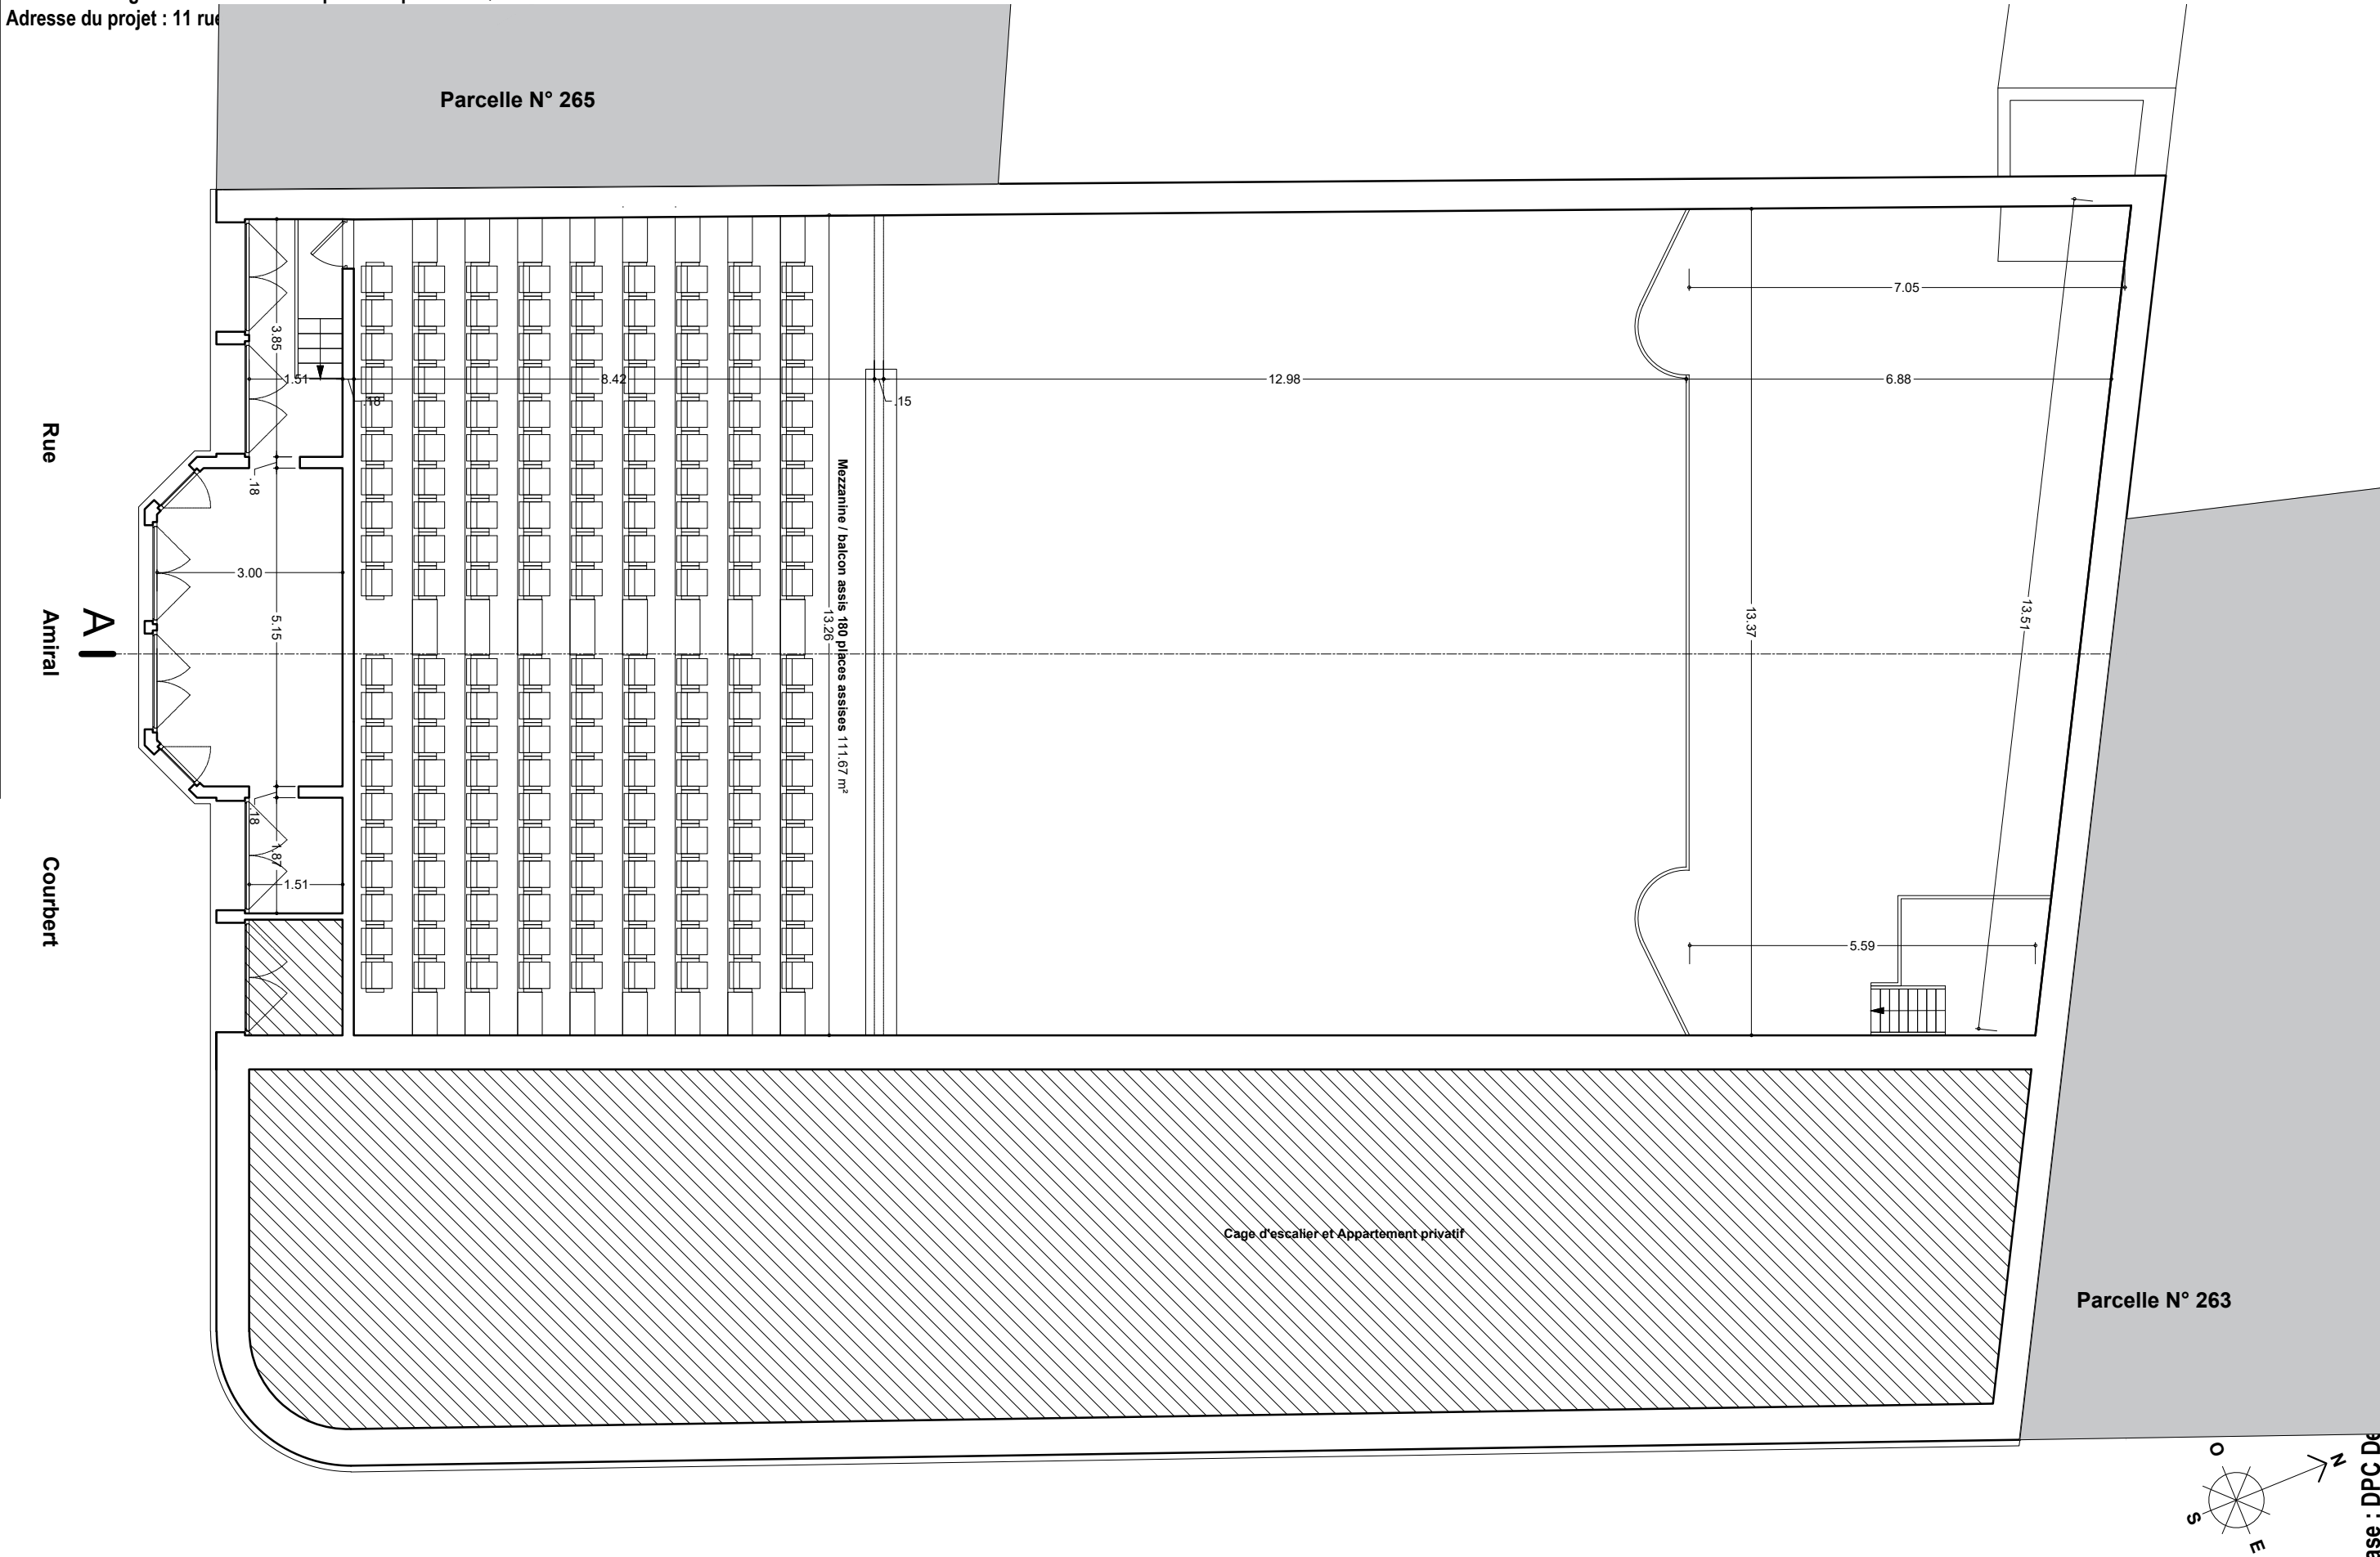

Maître d'Ouvrage : Société L'IDÉAL représenté par M. MIQUEL Antoine
Adresse du projet : 11 rue Paul Bert 11200 Lézignan-Corbières




Dossier destiné à la vérification de la conformité aux règles de sécurité incendie

Phase : D.P.C. Demande de Permis de Construire

M R architecte Michel Rueda architecte DPLG 06 49 28 79 70 contact@mraarchitecte.com 11 chemin de Luc 11200 Crusades


PROJET DE RÉAMÉNAGEMENT D'UN ANCIEN CINÉMA EN SALLE DE SPECTACLES

Maître d'Ouvrage : Société L'IDÉAL représenté par M. MIQUEL Antoine
Adresse du projet : 11 rue Paul Bert 11200 Lézignan-Corbières

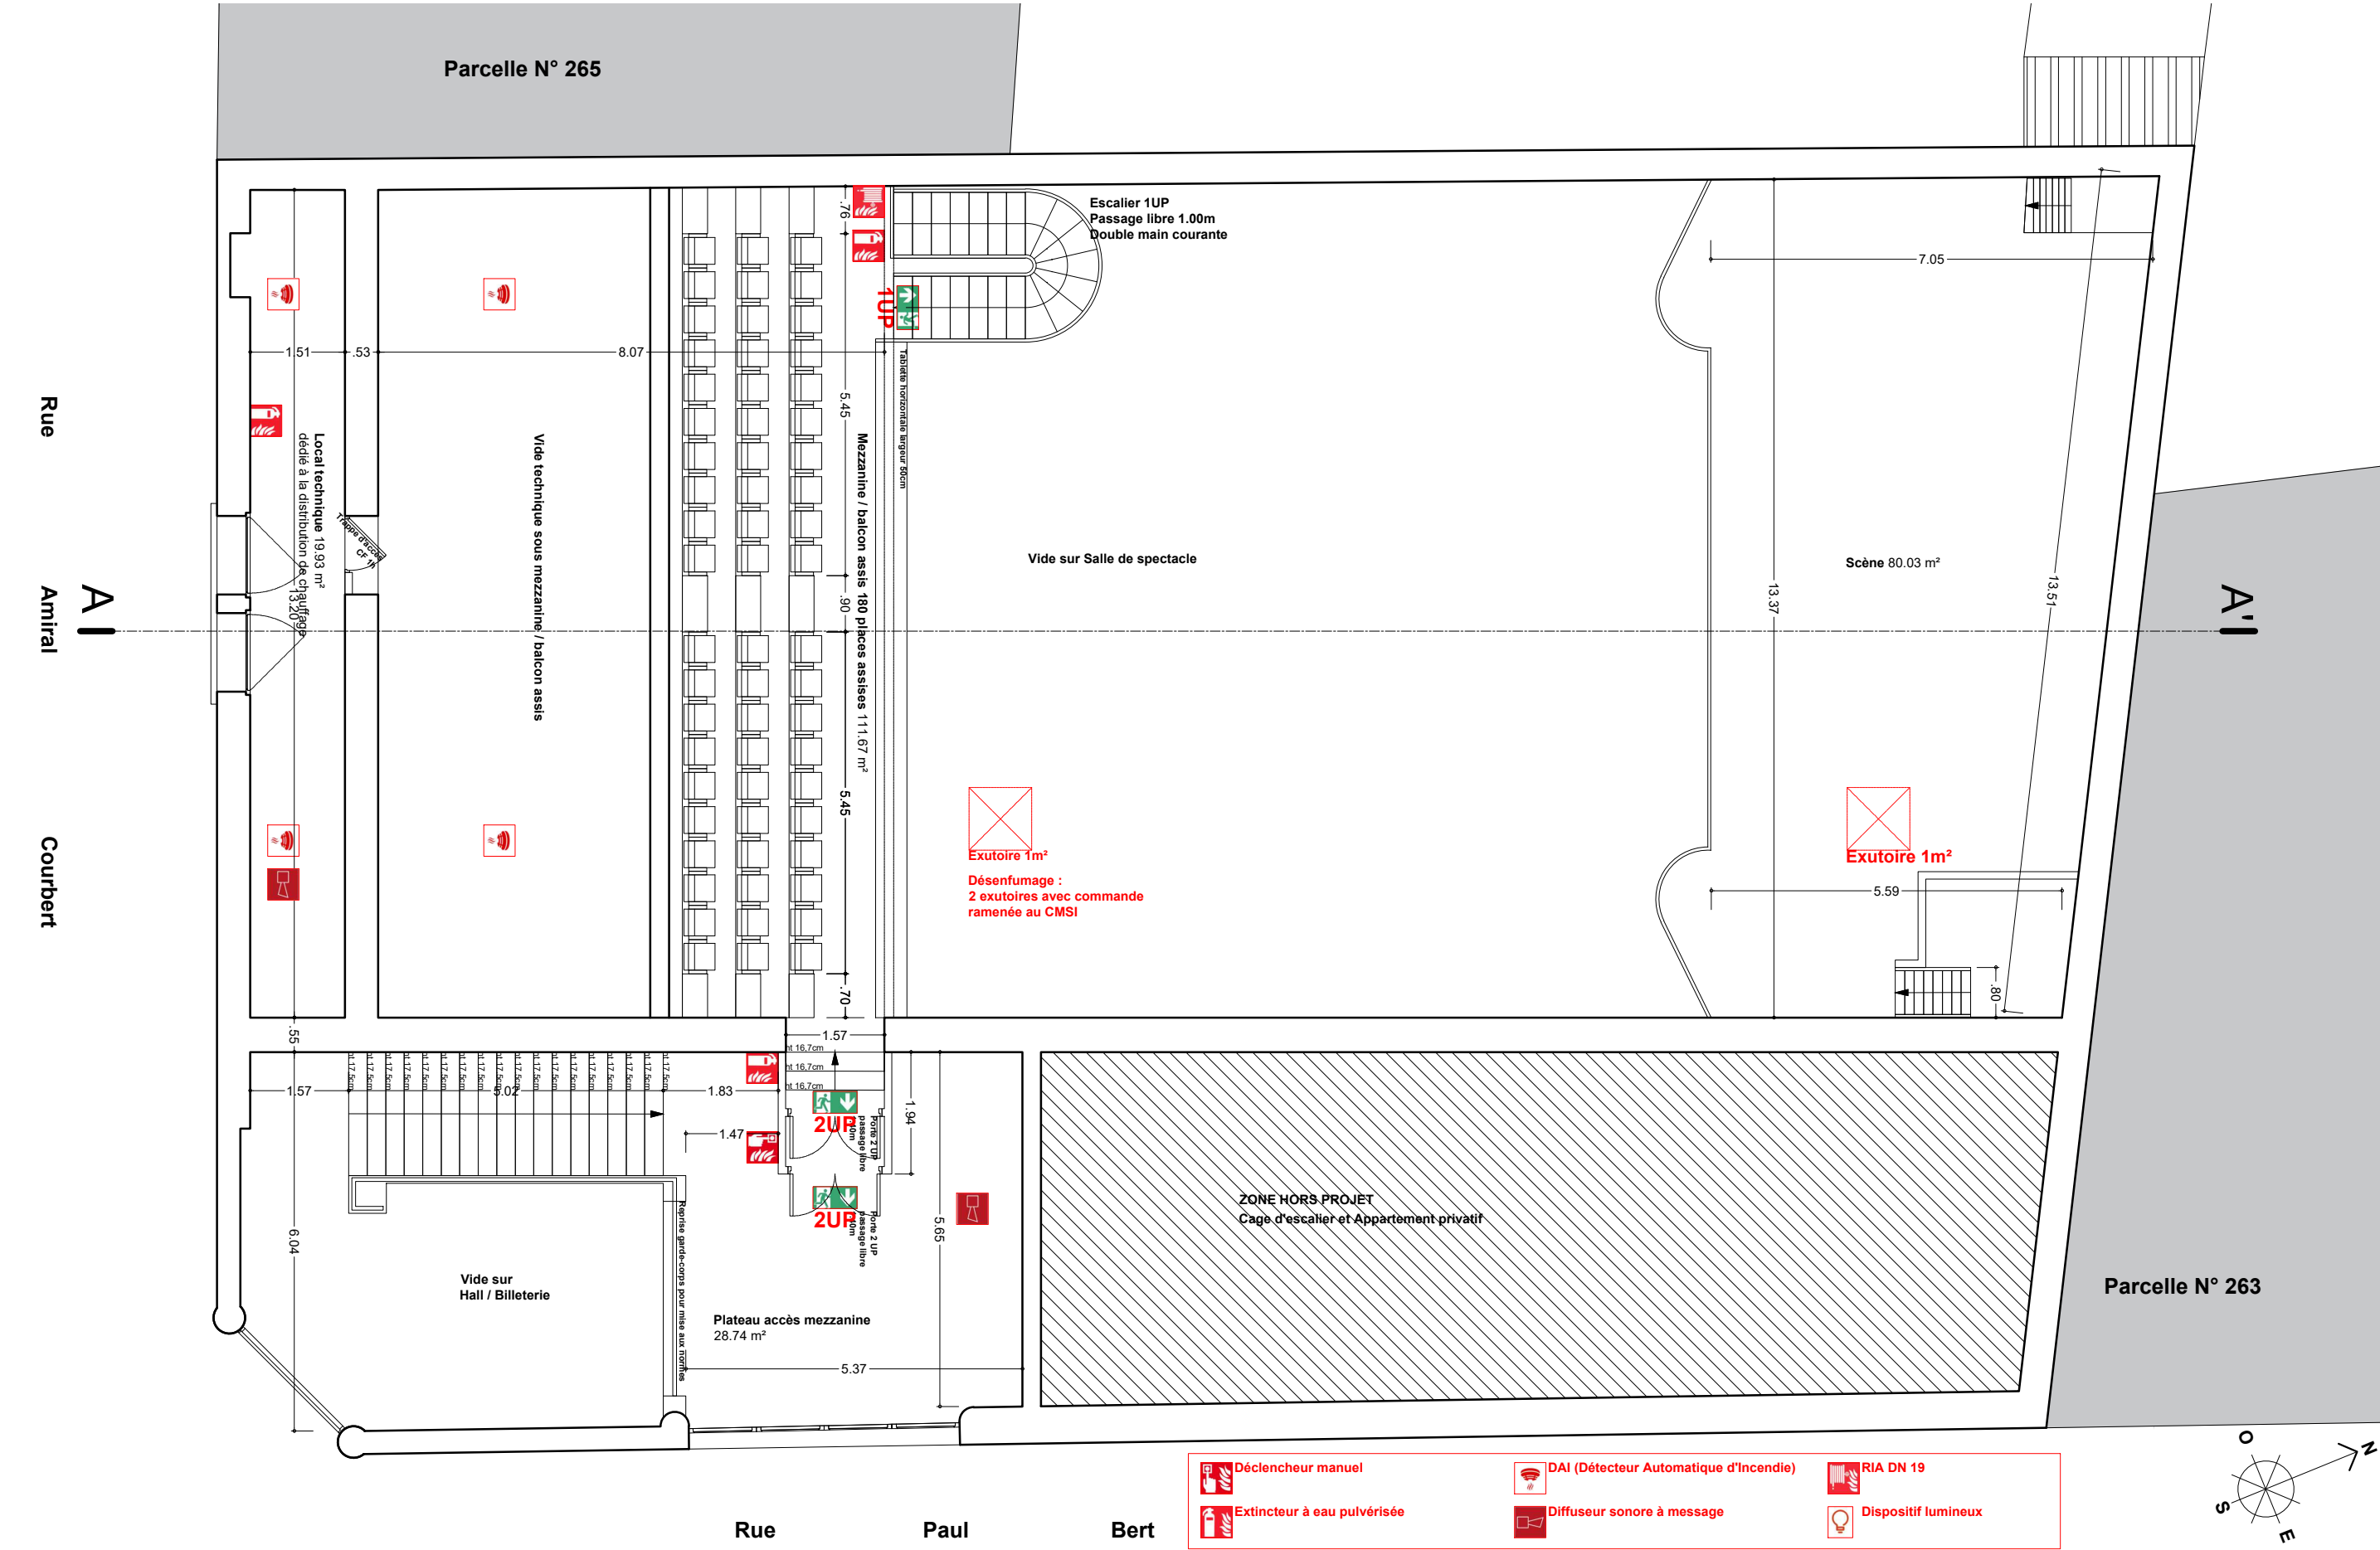

PROJET DE RÉAMÉNAGEMENT D'UN ANCIEN CINÉMA EN SALLE DE SPECTACLES


Maître d'Ouvrage : Société L'IDÉAL représenté par M. MIQUEL Antoine
Adresse du projet : 11 rue Paul Bert 11200 Lézignan-Corbières

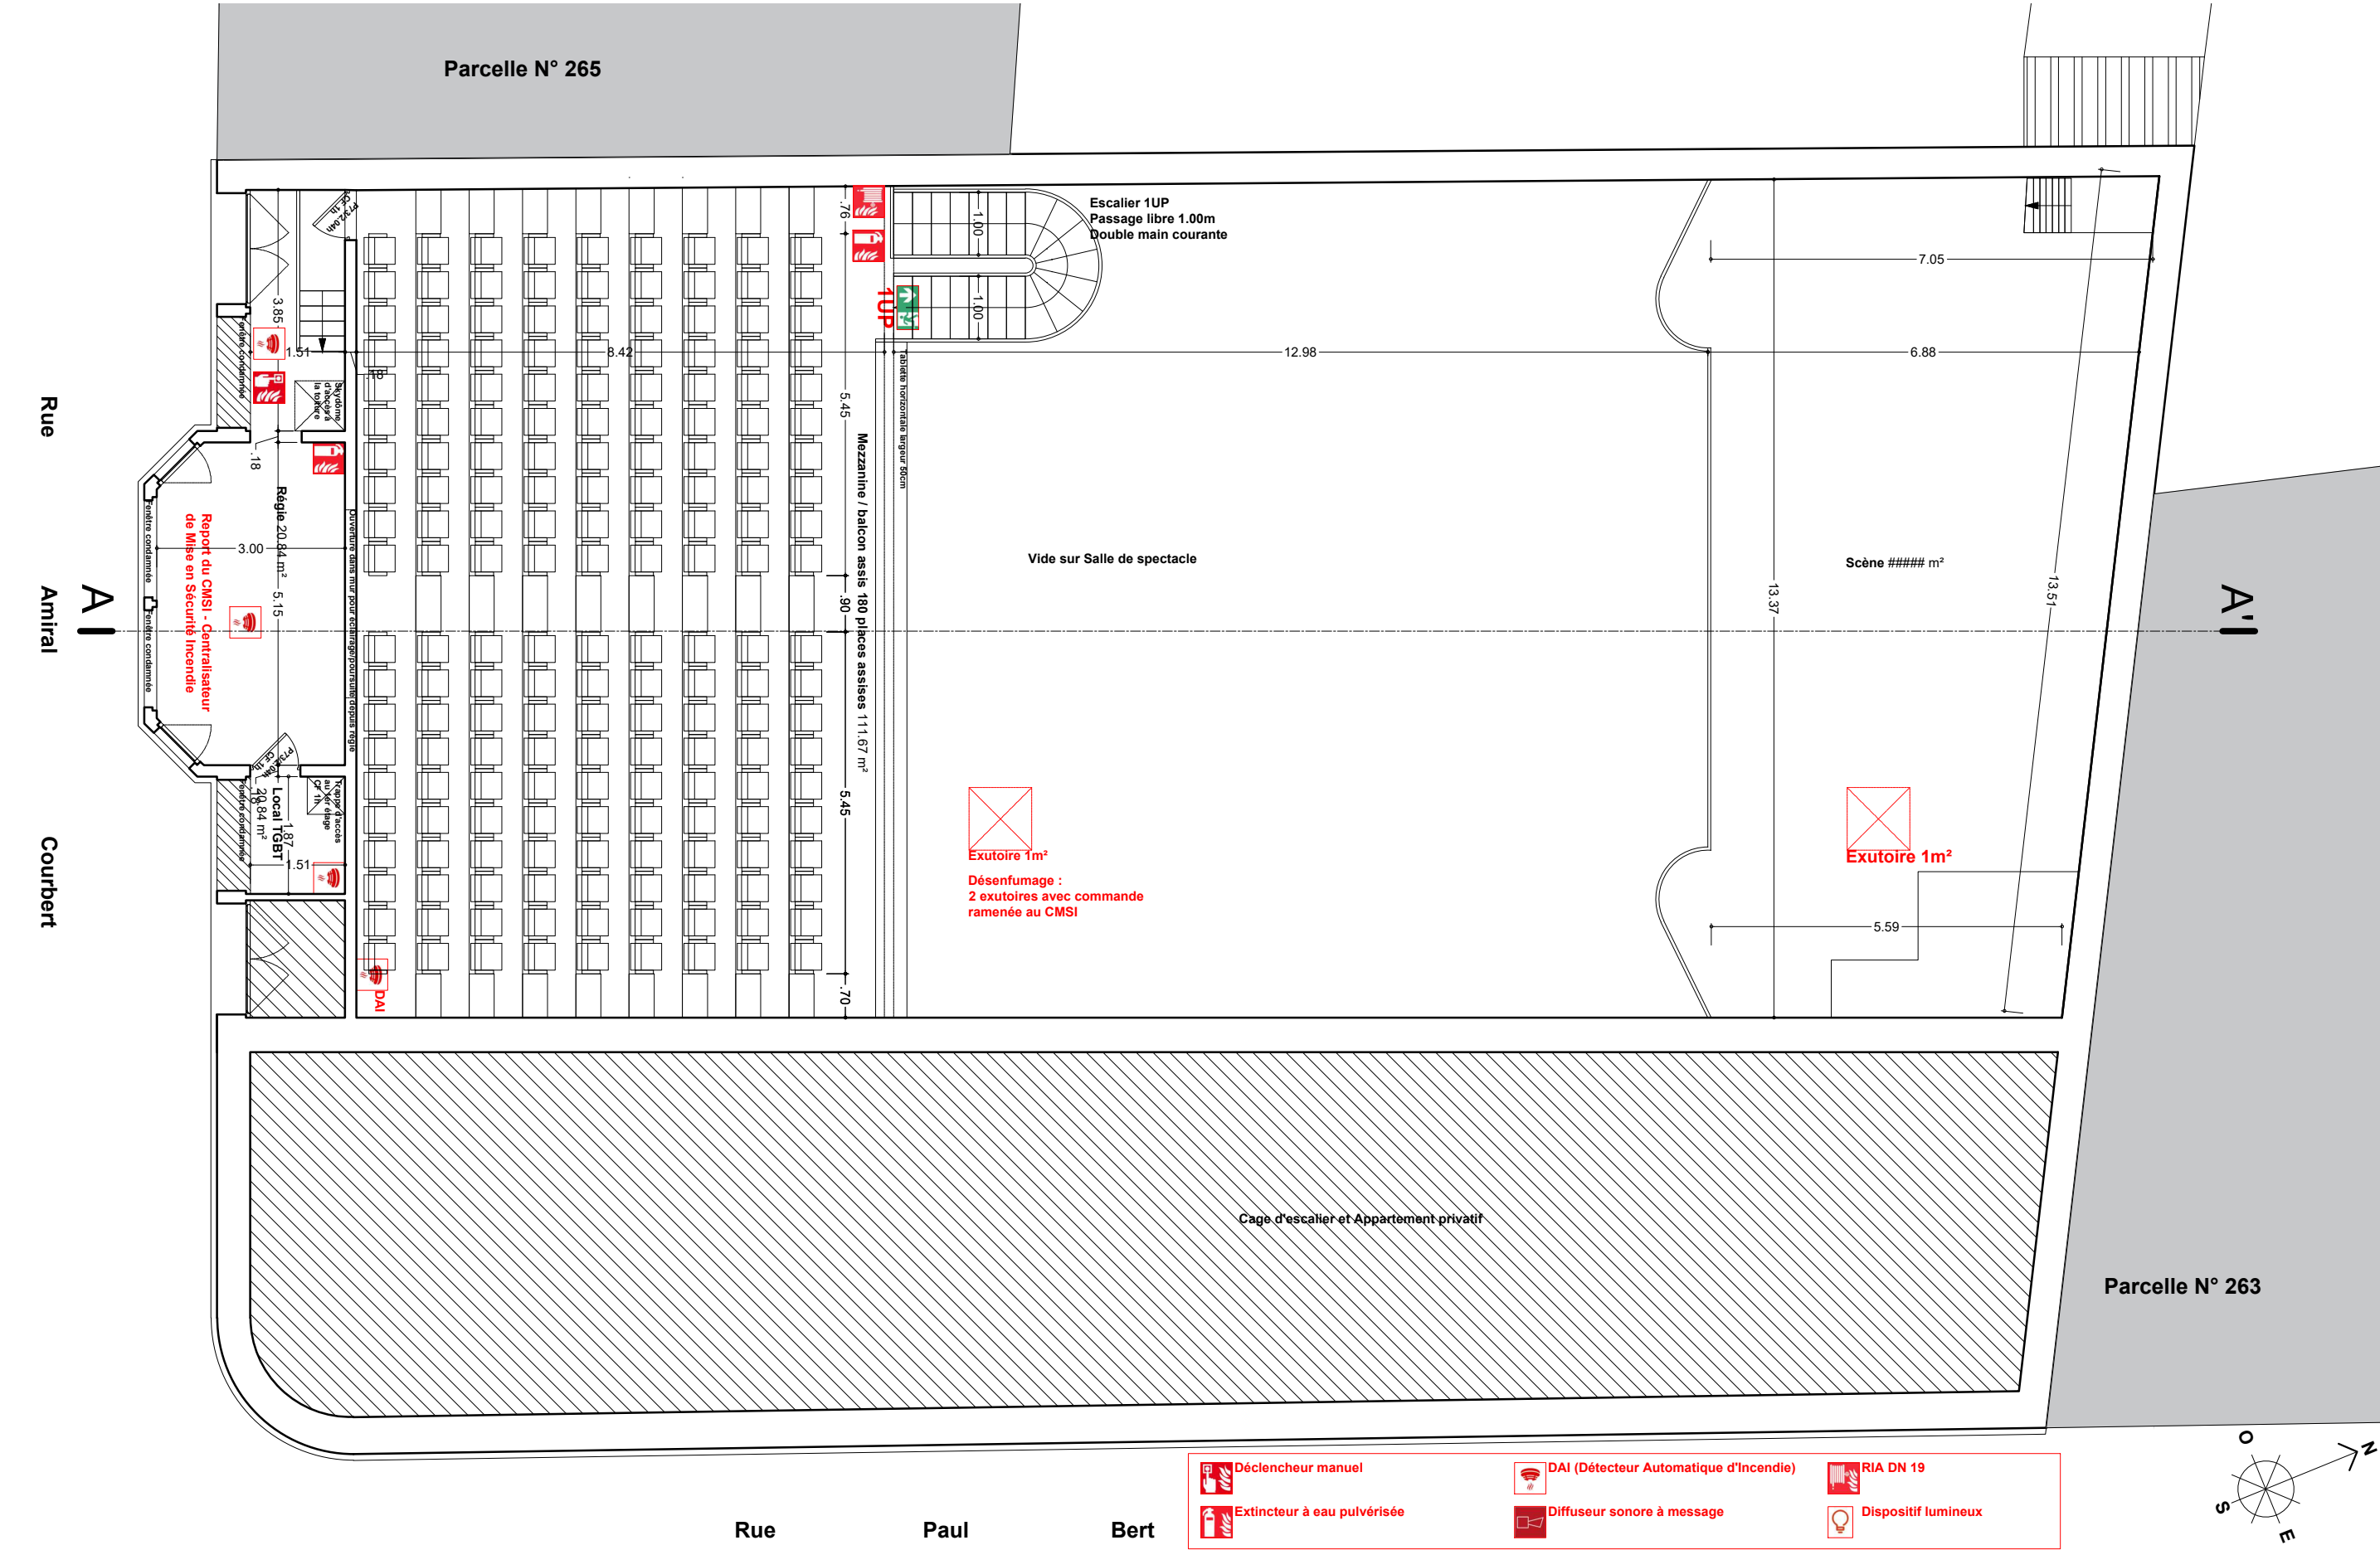

Ces plans sont destinés aux seuls besoins de la présente demande et ne peuvent en aucun cas être utilisés pour la réalisation de l'ouvrage.

PROJET DE RÉAMÉNAGEMENT D'UN ANCIEN CINÉMA EN SALLE DE SPECTACLES

Maître d'Ouvrage : Société L'IDÉAL représenté par M. MIQUEL Antoine
Adresse du projet : 11 rue Paul Bert 11200 Lézignan-Corbières

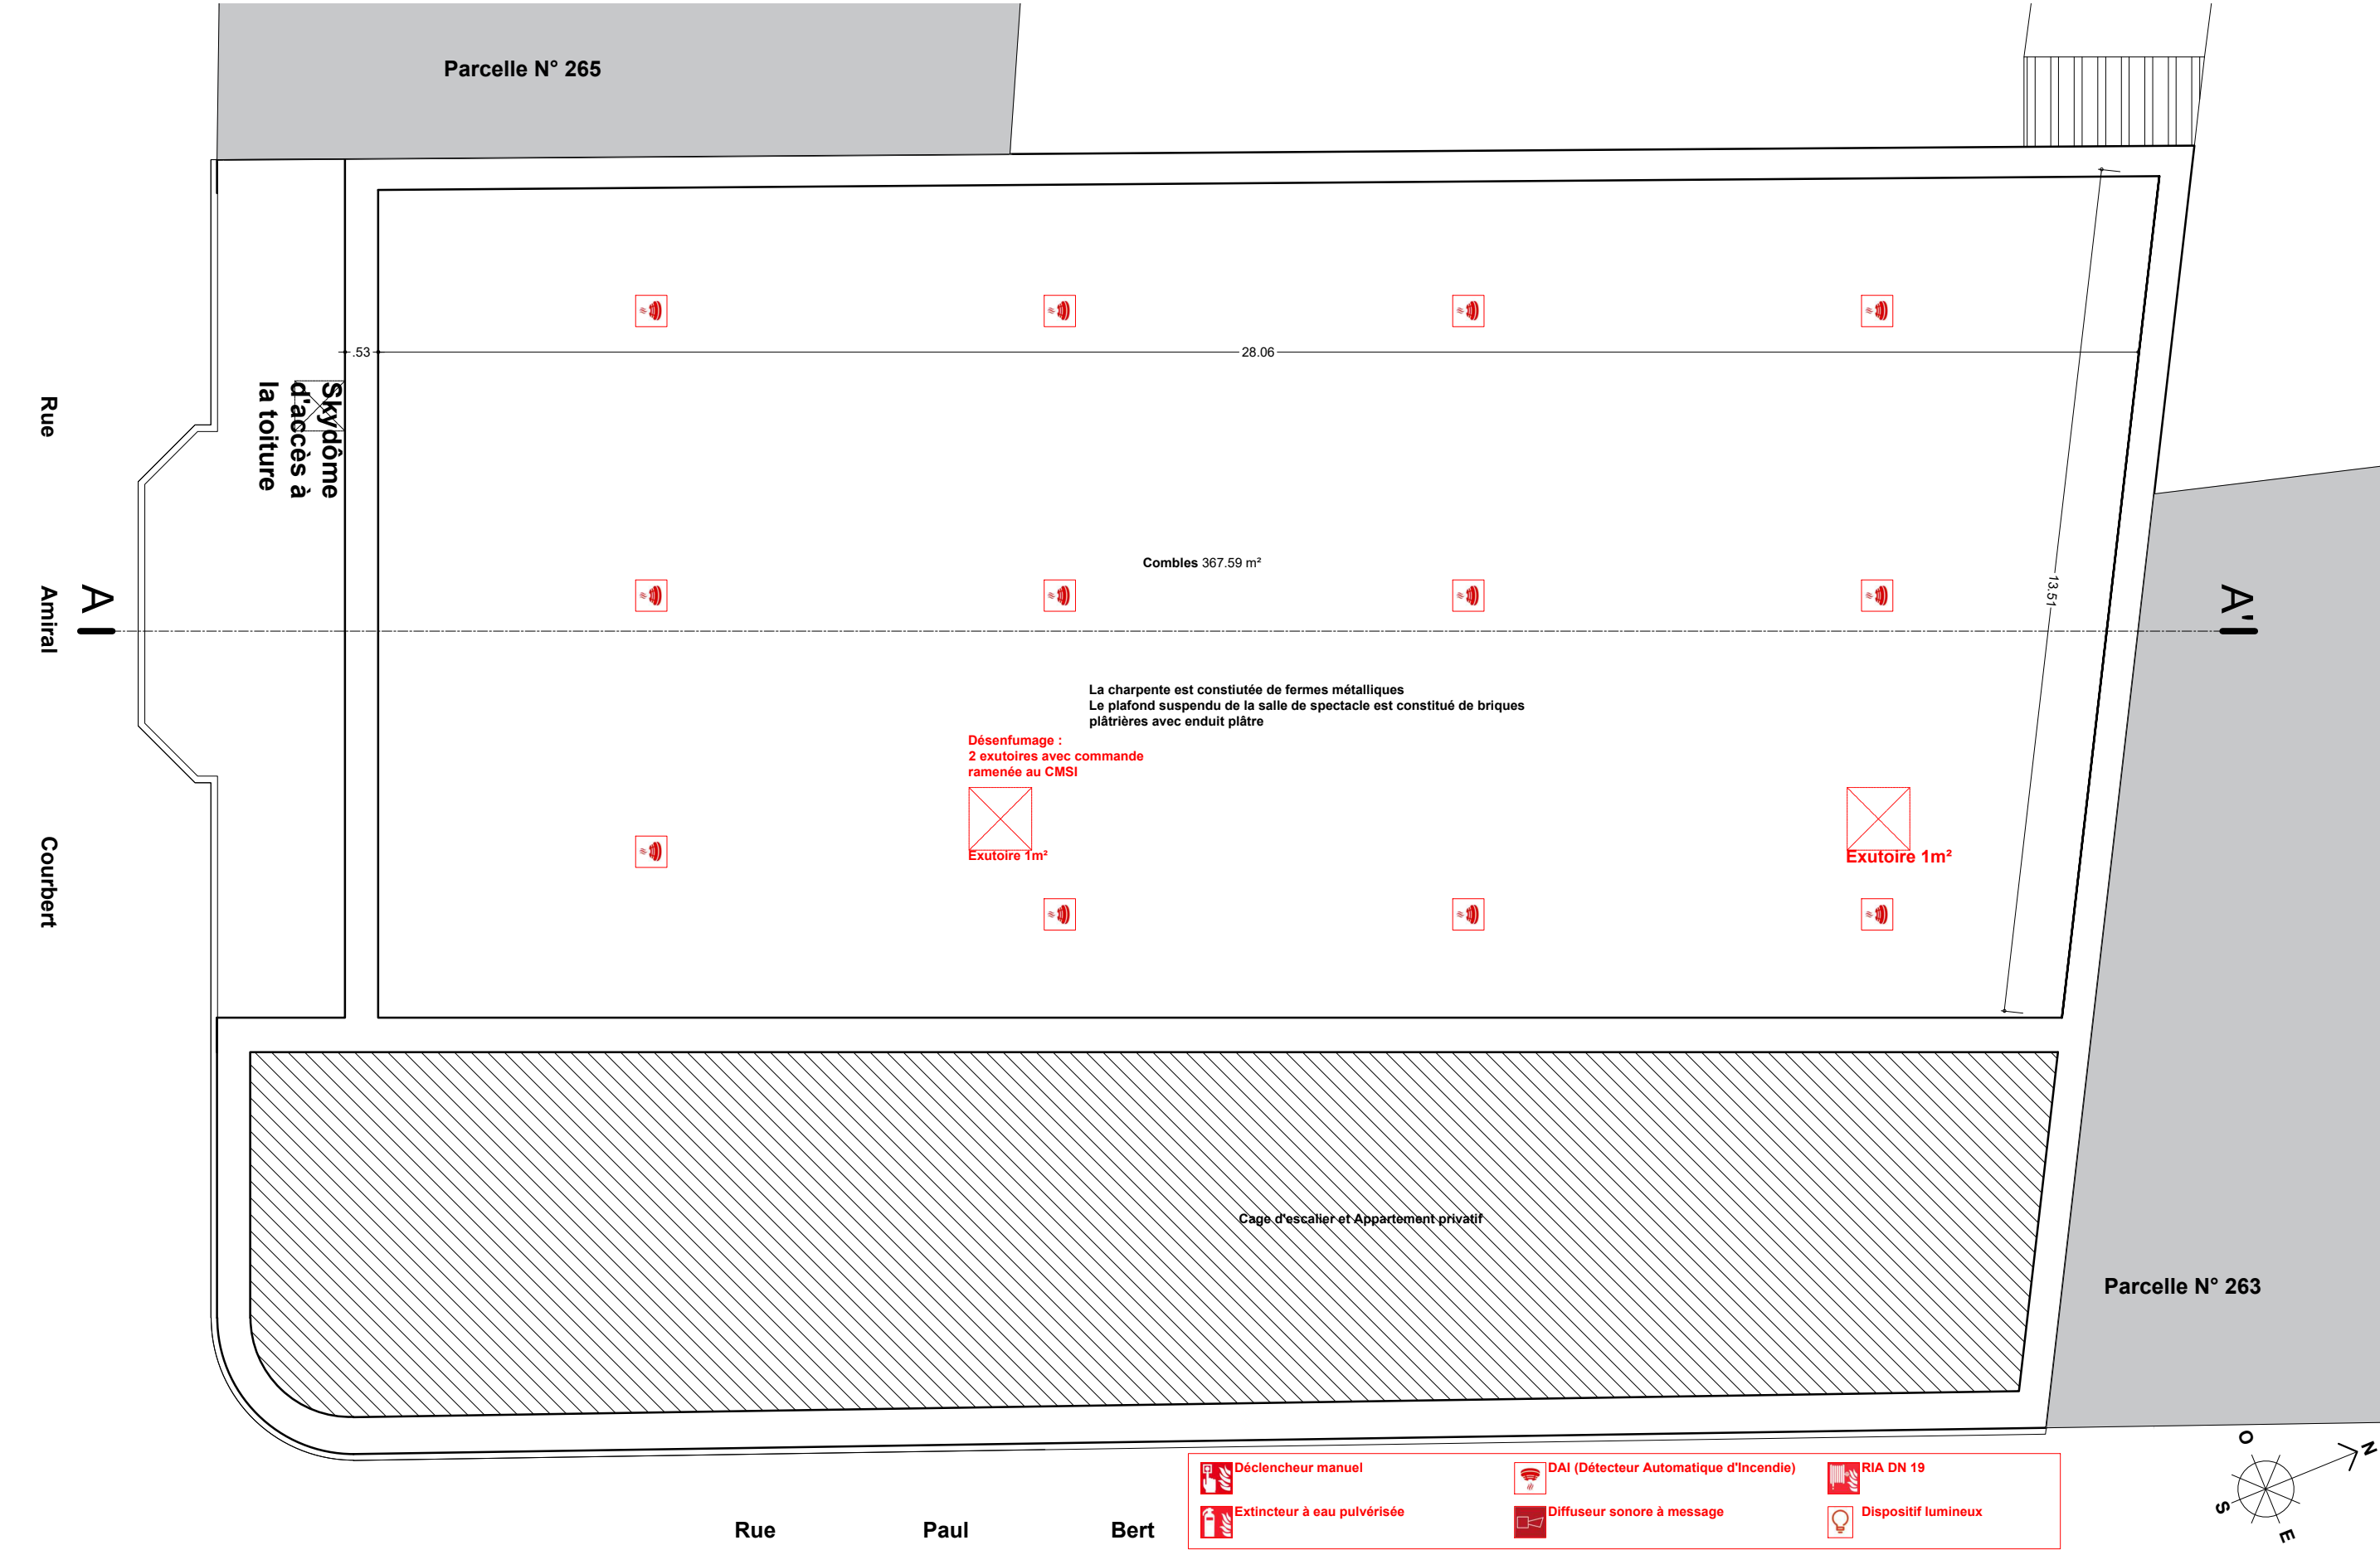

Déclencheur manuel	DAI (Détecteur Automatique d'Incendie)	RIA DN 19
Extincteur à eau pulvérisée	Diffuseur sonore à message	Dispositif lumineux

